

県立中部病院本館 ナースコール取替修繕工事

2020

沖縄県立中部病院

図 面 目 録					
図面番号	図 面 名 称	縮 尺	図面番号	図 面 名 称	縮 尺
		サイズ			サイズ
E-00	図 面 目 録	N/S A-1	E-13	薬局 コンセント設備 改修前	S=1/100 A-1
E-01	特記仕様書①	N/S A-1	E-14	薬局 コンセント設備 改修後	S=1/100 A-1
E-02	特記仕様書②	N/S A-1	E-15	厨房 コンセント設備 改修前	S=1/100 A-1
E-03	特記仕様書③	N/S A-1	E-16	厨房 コンセント設備 改修後	S=1/100 A-1
E-04	配置図・案内図	N/S A-1	E-17	南棟 1F コンセント設備 改修前	S=1/100 A-1
E-05	電気設備機器 配線凡例	N/S A-1	E-18	南棟 1F コンセント設備 改修後	S=1/100 A-1
E-06	電気室機器配置図	S=1/100 A-1	E-19	南棟 2F コンセント設備 改修前	S=1/100 A-1
E-07	配電盤リスト	S=1/100 A-1	E-20	南棟 2F コンセント設備 改修後	S=1/100 A-1
E-08	ISS幹線図	S=1/100 A-1	E-21	南棟 4F コンセント設備 改修前	S=1/100 A-1
E-09	放射線科 コンセント設備 改修前	S=1/100 A-1	E-22	南棟 4F コンセント設備 改修後	S=1/100 A-1
E-10	放射線科 コンセント設備 改修後	S=1/100 A-1	E-23	資料棟 1 ・ 2 F コンセント設備 改修前	S=1/200 A-3
E-11	検査科 コンセント設備 改修前	S=1/100 A-1	E-24	資料棟 1 ・ 2 F コンセント設備 改修前	S=1/200 A-3
E-12	検査科 コンセント設備 改修後	S=1/100 A-1			

平成28年版	建築工事特記仕様書【電気設備工事編】	沖縄県土木建築部
1 工事概要		制定 平成28年6月30日 最終改定 令和 2年4月 2日
(1) 工 事 名：	県立中部病院本館 ナースコール取替修繕工事	
(2) 工事場所：	うるま市宮里281番地地	(地域地区等、第1種中高層住宅専用地域)
(3) 敷地面積：	38,405.80㎡	
(4) 建物概要		
建築物の名称	構造及び階数	用途区分
沖縄県立中部病院(本館)	10階 1階建(地下階 塔屋階)	(㎡) 消防法施行令別表第一
	7,962.04	
計		

(5) 工事科目 (○印を付けたものを適用する)			(注：延べ面積は建築基準法による表記)
工事科目	取替修繕	建築別及び屋外	屋外
電灯設備			
動力設備			
受変電設備			
非常用発電設備			
蓄電池設備			
静止型電源設備			
幹線設備			
電灯コンセント設備			
医用コンセント設備			
電話設備			
ナースコール設備	○		
インターホン設備			
拡声設備、その他			
防犯・入退室管理設備			
監視カメラ設備			
駐車場管制設備			
構内交換設備			
構内情報通信網設備			
テレビ共聴設備			
火災報知設備			
中央監視設備			
避難設備			
昇降機設備			
テレビ電波障害防除設備			
高圧引込設備			

- 2 本工事の設計時期
- 本工事の設計書は、令和2年5月時点での沖縄県土木建築部建築工事積算基準及び令和2年5月の公共工事設計労務単価等に基づいて作成してる。
- 3 電気設備工事仕様
- (1) 標準仕様書等
- ア 図面及びこの特記仕様書に記載されていない事項は、すべて官庁営繕関係統一基準の「公共建築工事標準仕様書（電気設備工事編）」（平成31年版）（以下「標準仕様書」という。）、「公共建築改修工事標準仕様書（電気設備工事編）」（平成31年版）（以下「改修標準仕様書」という。）及び「公共建築設備工事標準図（電気設備工事編）」（平成31年版）（以下「標準図」という。）による。
- イ 本工事に建築工事を含む場合、建築工事は「公共建築工事標準仕様書（建築工事編）」（平成28年版）及び「公共建築改修工事標準仕様書（建築工事編）」（平成31年版）による。
- (2) 特記仕様
- ア 項目の番号に○印が付いた特記事項を適用する。
- イ 特記事項のうち選択する事項は「・」又は「※」に○印が付いたものを適用する。ただし、○印のない場合は「※」を適用する。「・」と「※」の両方に○印がある場合は、ともに適用する。
- ウ 項目の記載に、（ . . . ）内の表示番号は標準仕様書の当該項目を参考まで示している。

- 4 その他
- (1) 公共事業労務費調査に対する協力
- ア 本工事が公共事業労務費調査の対象工事となった場合は、調査票等に必要事項を正確に記入し提出する等、必要な協力を行わなければならない。また、本工事の完成時においても同様とする。
- イ 調査票等を提出した事業所を事後に訪問して行う調査・指導の対象になった場合は、その実施に協力しなければならない。また、本工事の完成後においても同様とする。
- ウ 公共事業労務費調査の対象工事となった場合に正確な調査票等の提出が行えるよう。労働基準法等に従って就業規則を作成すると共に賃金台帳を調製・保存する等、日頃より雇用している現場労働者の賃金時間管理を適切に行っておかなければならない。
- エ 本工事の一部について下請契約を締結する場合には、当該下請工事の受注者（当該下請工事の一部に係る二次以降の下請人を含む。）がアからウまでと同様に義務を負う旨を定めなければならない。

- (2) 暴力団員等による不当介入の排除対策
- 受注者は、当該工事の施工に当たって「沖縄県土木建築部発注工事における暴力団員等による不当介入の排除手続きに関する合意書」（平成19年7月24日）に基づき、次に掲げる事項を遵守しなければならない。なお、違反したことが判明した場合は、指名停止等の措置を行うなど、厳正に対処するものとする。
- ア 暴力団員等から不当要求を受けた場合は、毅然として拒否し、その旨を速やかに監督員に報告するとともに、所轄の警察署に被害の届出を行い、捜査上必要な協力を行うこと。
- イ 暴力団員等から不当要求による被害又は工事妨害を受けた場合は、速やかに監督員に報告するとともに、所轄の警察署に被害の届出を行うこと。
- ウ 暴力団員等に対する排除対策を講じたにもかかわらず、工事の遅れが生じるおそれがある場合は、速やかに監督員と工程に関する協議を行うこと。

- (3) ワンデーレスボンスの実施
- ア この工事はワンデーレスボンス実施対象工事である。ワンデーレスボンスとは、受注者からの質問、協議への回答は、基本的に「その日のうち」に回答するよう対応することである。ただし、即日回答が困難な場合は、いつまで回答が必要なのかを受注者と協議の上、回答期限を設けるなど、何らかの回答を「その日のうち」にすることである。
- イ 受注者は計画工程表の提出にあたって、作業間の関連把握や工事の進捗状況等を把握できる工程管理方法について、監督員と協議を行うこと。
- ウ 受注者は工事施工中において、問題が発生した場合及び計画工程と実施工程を比較照査し、差異が生じた場合は速やかに文書にて監督員へ報告すること。
- エ 効果・課題等を把握するためアンケート等のフォローアップ調査を実施する場合があるため、協力すること。

- (4) 工事監督業務の一部委託
- ア 本工事は、沖縄県財務規則第112条第1項の規定に基づき発注者又は建設工事請負契約書（以下「契約書」という。）第9条に基づく監督員（以下「監督員」という。）が行う監督業務の一部を委託し、職員以外のもの（以下「管理技術者等」という。）が監督業務の一部を実施する。
- イ 受注者又は契約書第10条に定める現場代理人及び主任技術者等（以下「現場代理人等」という。）は、管理技術者等が監督員に代わり現場で立会等をする場合には、その業務に協力しなければならない。また、書類の提出に関し、説明を求められた場合はこれに応じなければならない。ただし、管理技術者等は、指示、承諾、協議及び確認の適否等を行う権限を有しない。
- ウ 監督員から現場代理人等に対する指示又は通知等は管理技術者等を通じて行うことがあるので、この際は監督員から直接指示又は通知等があったものと同等である。
- エ 監督員の指示により、現場代理人等が監督員に対して行う報告又は通知等は、管理技術者等を通じて行うことができるものとする。

- (5) 本工事の請負代金額の変更協議をする場合及び本工事と関連する工事を本工事受注者と随意契約する場合の取扱について
- 本工事の請負代金額の変更協議をする場合及び本工事と関連する工事を本工事受注者と随意契約する場合にあたって、変更協議または関連する工事の予定価格の算定は、本工事の請負比率（元契約額÷元設計額）を変更計画額または関連工事の設計額に乗じた額で行う。

- (6) 県産資材の優先使用
- 本工事に使用する資材等のうち、沖縄県内で生産、製造され、かつ、規格、品質、価格等が適正である場合はこれを優先して使用する努めなければならない。なお、主要建設資材の使用状況を「県産建設資材使用状況報告書」にて報告すること。

- (7) 下請業者の優先使用
- 受注者は、下請契約の相手方を県内企業（主たる営業所を沖縄県内に有する者。）から選定するように努めなければならない。

- (8) 不発弾等発見時の処理について
- 本工事において、不発弾等が発見された場合には、警察署（交番、駐在所）に報告すると共に、監督員を通して関連市町村（防災主管課）、沖縄県知事公室防災危機管理課及び沖縄県土木建築部技術・建設

章	項 目	特 記 事 項
---	-----	---------

- 業課に報告すること。また、発見された不発弾等については、警察署または自衛隊より指示等があるまでは、触れずにそのままの状態で保存すること。なお、これについては、下請業者へも周知すること。
- (9) ダンプトラック等による過積載等の防止について
- ア 工事用資器材等の積載超過のないようにするとともに交通安全管理を十分に行うこと。
- イ 過積載を行っている資材納入業者から、資材を購入しないこと。
- ウ 資材等の過積載を防止するため、資材の購入等に当たっては、資材納入業者等の利益を不当に害することのないようにすること。
- エ さし枠の装置又は物品積載装置の不正改造をしたダンプカーが、工事現場に出入りすることのないようにすること。
- オ 「土砂等を運搬する大型自動車による交通事故の防止等に関する特別措置法」（以下「法」という。）の目的に鑑み、法第12条に規定する団体等の設立状況を踏まえ、同団体等への加入者の使用を促進すること。

カ 下請契約の相手方又は資材納入業者を選定するに当たっては、交通安全に関する配慮に欠けるもの又は業務に関しダンプトラック等によって悪質かつ重大な事故が発生させたものを排除すること。

キ アからカのことにつき、下請契約における受注者を指導すること。

- (10) 不正軽油の使用禁止等について
- ア 受注者は、工事の施工に当たり、工事現場で使用し、若しくは使用される車両（資機材等の搬出入車を含む。）又は建設機械等の燃料として、不正軽油（地方税法第144条の32条の規定に違反する燃料をいう。）を使用し、又は使用させてはならない。
- イ 受注者は、県の税務当局が実施する使用燃料の抜取調査に協力しなければならない。

- (11) 設計図書における資材等の取扱いについて
- ア 本工事の設計図書及び参考図に示す資材等については、特定企業の製品又は工法を指定するものではない。
- イ 本工事で使用する資材等については、設計図書及び参考図のとりの品質規格・仕様等で積算しており、その品質規格・仕様等と同等品以上の資材を使用すること。なお、使用にあたっては監督員の承諾を得るものとする。
- ウ 「参考図」は建設工事請負契約約款第1条に定める設計図書ではなく、発注者の積算の透明性を確保し入れ者の積算、工事費内訳書作成の効率化を図ることを目的に「参考仕様」として提示するものである。

① 一般共通事項	① 工事実績情報の登録 (1.1.4) 適用図書等 (1.1.6)	工事実績情報の登録を行う。ただし、請負代金額500万円未満の工事については、工事については、登録を要しない。
③ 別契約の関連工事	(1) 関連工事との取り合いは、別表一1による。ただし、図示されたものを除く。 (2) 他工事の施工に支障がきたさないように、施行に必要な位置、寸法、数量等を速やかに明示し、円滑な施工に協力すること。	
④ 工事の一時中止に係る事項 (1.1.9)	工事の一時中止に係る計画の作成 (1) 工事の一時中止の通知を受けた場合は、中止期間中における工事現場の管理に関する計画（以下「基本計画書」という。）を発注者に提出し、承諾を受けるものとする。 なお、基本計画書には、中止時点における工事の出来高、職員の体制、労務者数、搬入材料及び建設機械器具等の確認に関すること、中止に伴う工事現場の体制の縮小と再開に関すること及び工事現場の維持・管理に関する基本的事項を明らかにする。 (2) 工事の施工を一時中止する場合は、工事の施工に備え工事現場を保全すること。	

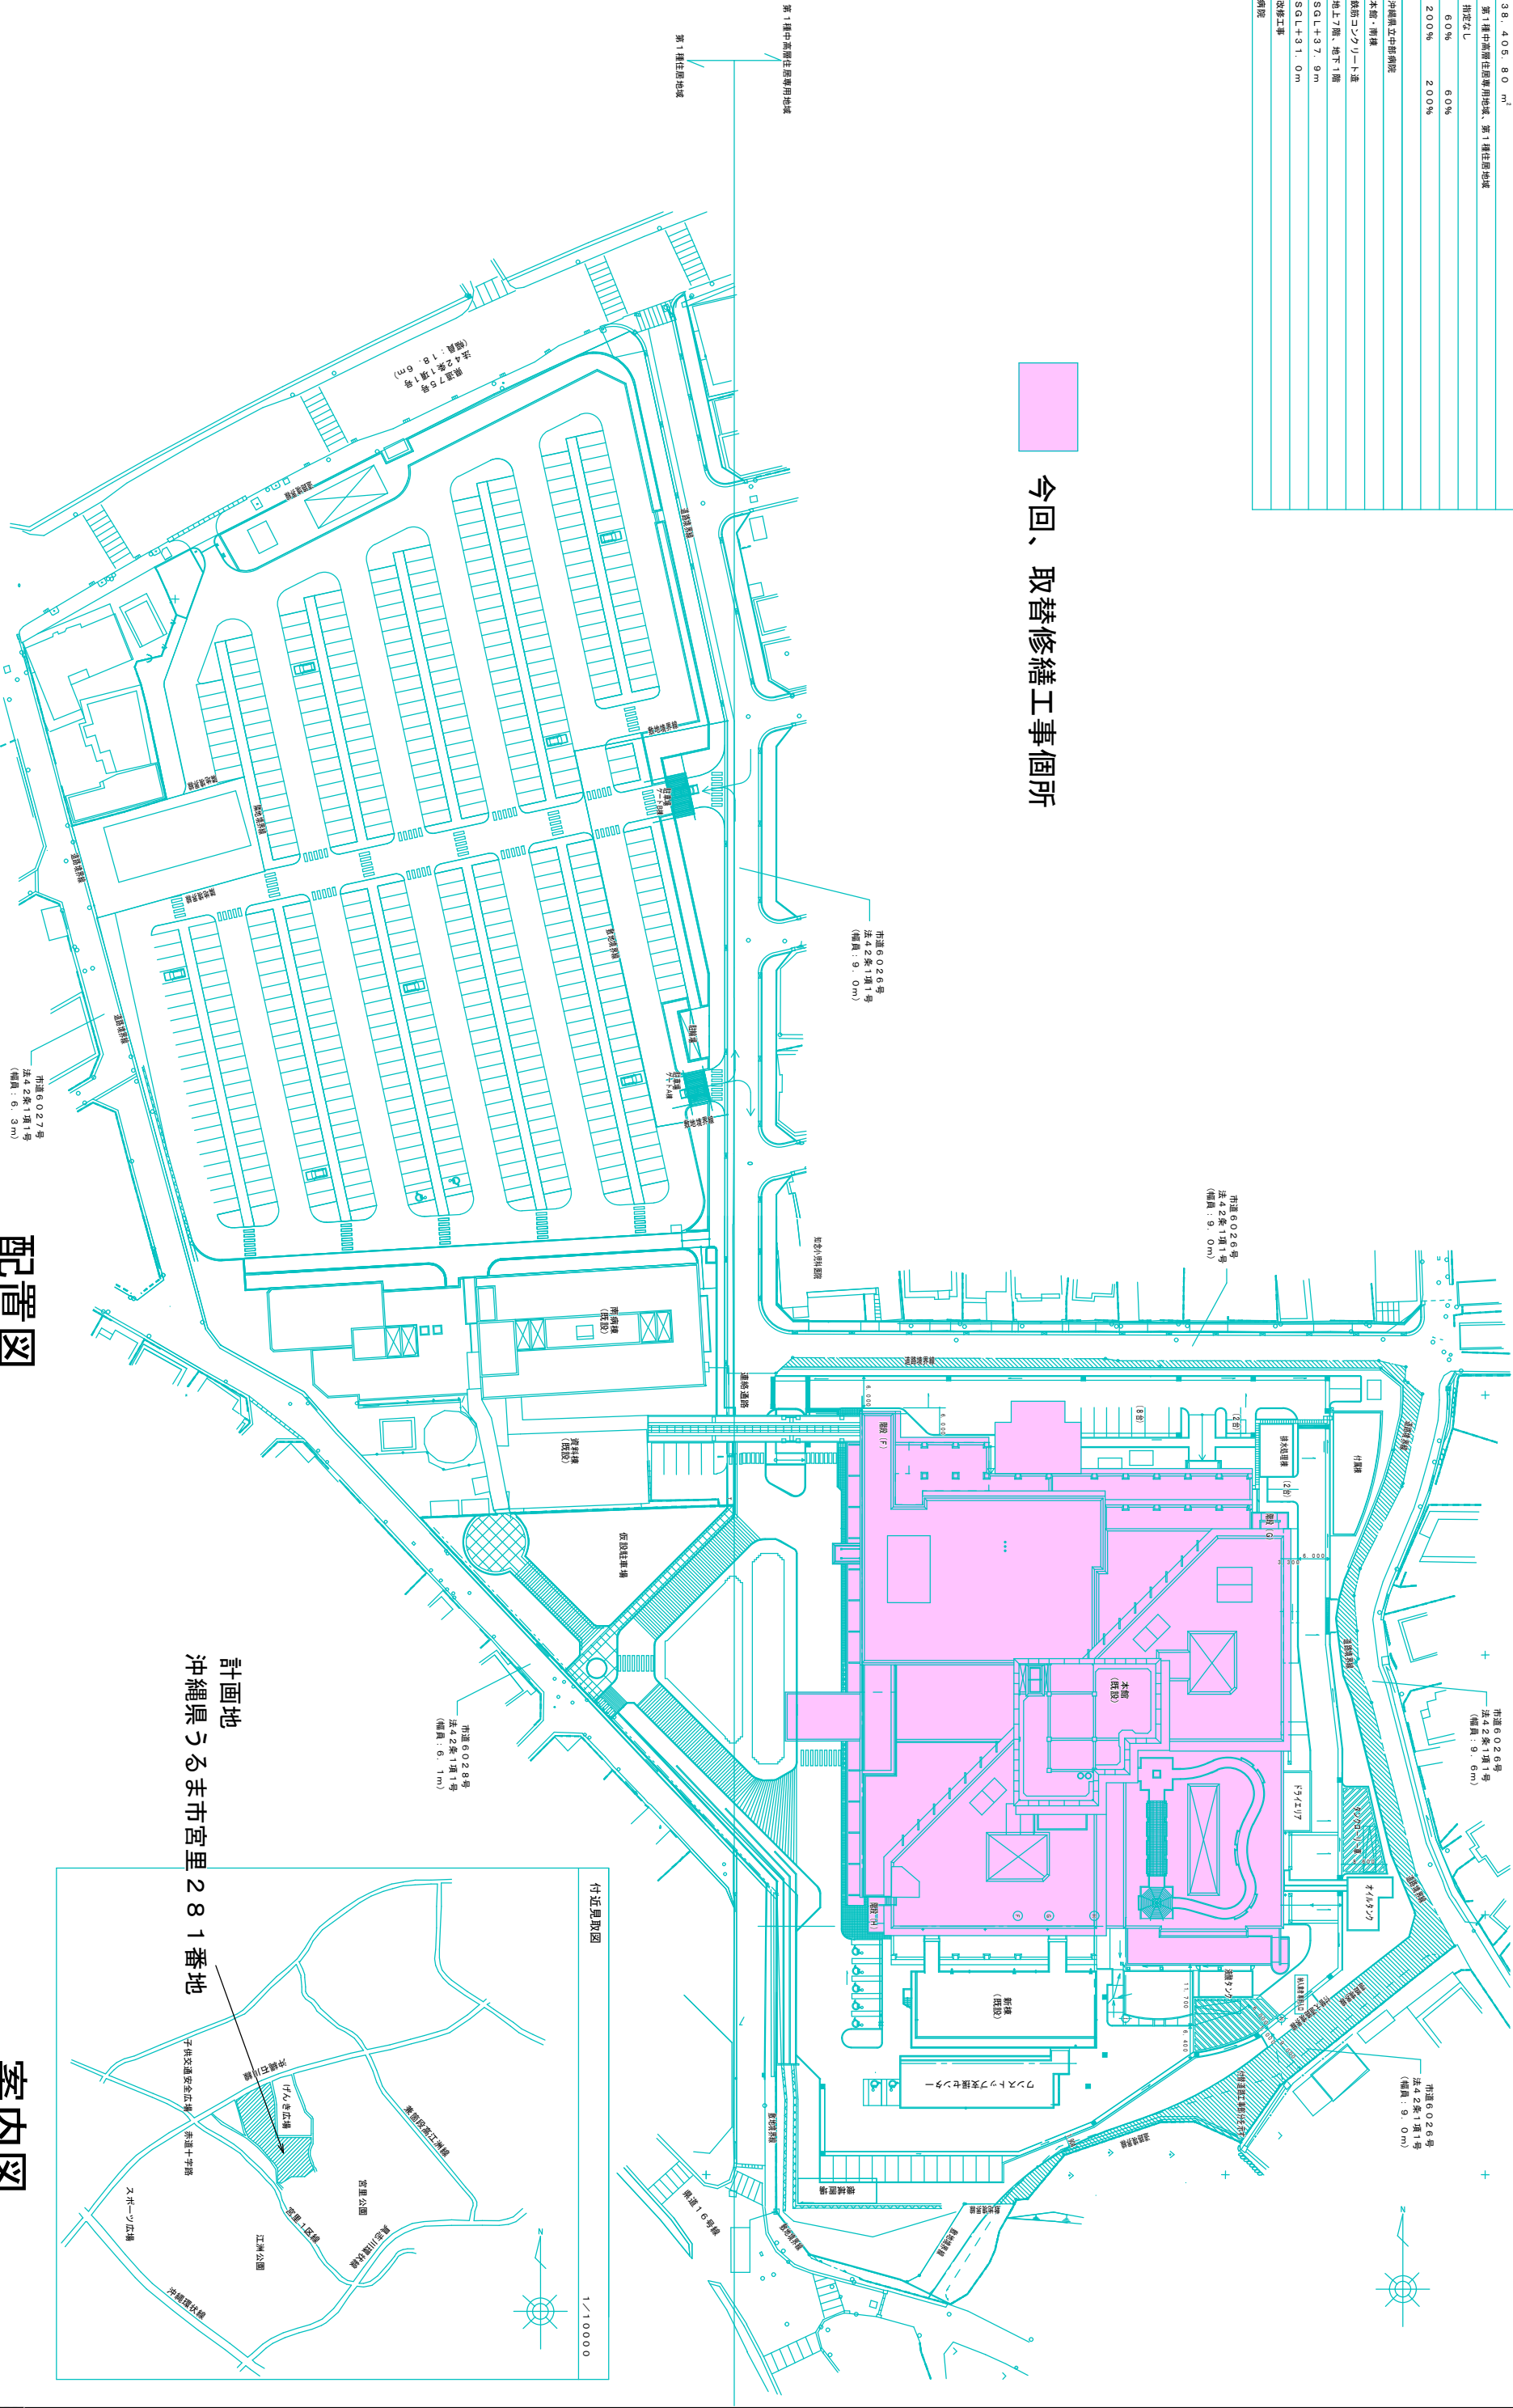
沖縄県立中部病院	日付 2020. 05. 25	工事名称 県立中部病院本館 ナースコール取替修繕工事	編入 N/S
	作図 施設管理技士 富平	図面名称 特記仕様書①	図面番号 E-01

章		特記事項		章	項目	特記事項		特記事項													
	①	機材の品質等 (1. 4. 2)	※工事に使用する機材の品質等は図示（機器仕様書等）又はこれらと同等のものとする。（製品番号等は参考であり限定しない。） ※使用する機材はあらかじめ監督員の承諾を受ける。 ※使用する機材が「建築資材・設備機材等品質性能評価事業）」一般社団法人公共建築協会）による場合は、評価書の写しを監督員に提出する。				監督員事務所に設置する備品等の種類及び数量は以下のとおりとする。 <table><tr><th>設置する備品等の種類</th><th>数量</th><th>設置する備品等の種類</th><th>数量</th></tr><tr><td></td><td></td><td></td><td></td></tr><tr><td></td><td></td><td></td><td></td></tr></table>	設置する備品等の種類	数量	設置する備品等の種類	数量										
	設置する備品等の種類	数量	設置する備品等の種類					数量													
18	化学物質の濃度測定 (1. 5. 7)	(1) 化学物質の濃度測定の基準、測定方法、測定対象室及び測定箇所は以下により実施する。 ・「官庁営繕部におけるホルムアルデヒド等の室内空気中の化学物質の抑制に関する措置について」（国営整第4号平成24年4月5日） ・「学校における室内空気汚染対策について」（ <table><tr><th>測定対象室</th><th>測定箇所数</th><th>備考</th></tr><tr><td></td><td></td><td></td></tr><tr><td></td><td></td><td></td></tr></table>	測定対象室	測定箇所数	備考							23	土工 (2. 2. 1)	・足場の組立て、解体又は変更の作業を行う場合は、「手すり先行工法による足場の組立て等に関する基準」の2の（2）手すり措置方式又は（3）手すり先行専用足場方式により行うこと。 残土処分は（※構外適切処分　・構内敷きならし）							
測定対象室	測定箇所数	備考																			
19	技術検査 (1. 6. 2)	(2) 測定対象化学物質が濃度指針値を超えた濃度で検出された場合は、引渡は受けない。 中間技術検査を行う。実施回数及び治癒する段階は以下による。 (	24	塗装工事 (2. 7. 1)	金属管（金属製位置ボックス等を含む。）の塗装は図示によるほか、 (　・　屋内露出　　・　屋外露出　) 箇所に塗装を施す。 監督員の指示がある場合を除き、工事に使用する機材の規格、性能等は図示（機器仕様書等）によるほか標準仕様書等、標準図による。 監督員の指示がある場合を除き、工事の施工は、図示によるほか標準仕様書等、標準図による。	②	耐震施工	(1) 耐震施工は下記による。ただし、設計用標準震度が図示された場合は指定された設計用標準震度を用いて耐震施工を行う。 ・「建築設備耐震設計・施工指針　2014年版」													
②	完成時の提出図書 (1. 7. 1)	(1) 本工事は電子納品対象工事とする。 電子納品とは、調査、設計、工事などの各段階の最終成果を電子データで納品することをいう。ここでいう電子データとは、各種電子納品要領・基準等（以下「要領」）に示されたファイルフォーマットに基づいて作成されたものを指す。なお、書面における署名又は押印の取り扱いについては、別途監督員と協議するものとする。 (2) 工事完成図書は、「要領」に基づいた電子データとなっているか（一財）沖縄建設技術センターにて確認を受け、「確認登録証」の発行を受けること。 工事完成図書は電子媒体で（正）1部提出する。 「要領」で特に記載がない項目については、監督員と協議の上、電子化ファイルフォーマットを決定する。なお、「紙」による提出物は、監督員と協議の上、決定すること。 (3) 受注者は完成通知書の添付書類として、以下の書類及び電子データを監督員に提出しなければならない。 ア　やいくる材利用状況報告書 イ　やいくる材出荷量証明書 (4) 受注者は、監督員より「長期保全計画書」の作成の指示があった場合、これを作成し監督員に提出しなければならない。なお、この計画書の内容等は監督員との協議により決定する。	②	磁気深査	(2) 建物への配管の引込部の耐震処置及びエキスパンションジョイント部の配線は、図示によるほか標準図による措置を施す。 本工事は磁気深査業務を含む。実施は「磁気深査実施要領（案）平成25年4月」（沖縄県土木建築部）によるものとし、位置は図示による。	26	施工	(1) 承諾図を提出する際は必ず設計図書と照らし合わせながらチェックマーク（✓）を記入したものを提出すること。 又、配管・配線等を使用する名称にカラーマーカーで示す。													
21	情報共有システムの使用	(1) 現場事務所等に情報共有システムが使用可能な以下に示す程度のインターネット環境を整えること。なお、現場条件等により当該整備が不可能な場合は、監督員と協議すること。 【インターネット環境】：ワードバンド回線 【パソコンOS】　　：Microsoft Windows 8/10 情報共有システムとは、工事期間中において受発注者間でインターネットを介して協議簿、図面等の各種データのやり取りを行い、情報共有サーバーを用いてそれらのデータを共有・交換するものである。 (2) 受注者は沖縄県OASシステムの利用にあつては、1件当たり67,000円に消費税相当額を加えた使用許諾料を「沖縄県OASシステム運営業務」を受諾している者に支払うこと。 (3) 沖縄県OASシステムの使用許諾料を支払ったときは、速やかに監督員に支払いの事実を報告し、確認を受けること（支払いの事実を証明する書類（銀行振り込みの写し等）を提出）。 本工事で必要な動力用光熱費等の費用は、受託者の負担とする。 監督員事務所を本工事で（※設置しない　・　設置する（　・　構内　　・　構外　・　既存建物内一部使用））。	28	磁気深査	(2) 図面内にメーカー用製造番号は参考程度とする。	27	その他	(3) 既設建物への幹線・弱电配線の接続等がある場合は、必ず着手前に事前調査を行い問題がないかを報告すること。 (4) 施工に関連した粉塵等に含まれる、感染性粒子によって引き起こされる真菌感染症の防止対策のため、感染症専門職員の指導の下、対策を実施すること。 (5) この工事は本仕様書に従い施工するが、仕様書に明記していない事項で工事の性質上当然必要なものは、監督員と協議の上、その指示に従い施工すること。 (6) 工事範囲の施工に伴い既存部分の仕上げと不整合が生じた場合には、既存に合わせた仕上げを行うこと。 (7) 施工にあたっては、監督員と十分な協議及び連絡調整を行うこと。 (8) 工事は日中のみ行うこと。　また、資材の搬入に関しては、監督員と協議の上行うこと。 (9) 二次側機器は再接続とします。 (10) ケーブル配線は天井こらがし配線とします。 (11) 各制御装置から現行電話主装置（PBX）までの配線工事は含まない。 (12) 将来電話主装置（PBX）更新に備え、IP電話主装置（PBX）対応機種とすること。	30	その他	※配線は接続を含むものとする。										
22	仮設工事 (2. 1. 1)																				

特記事項		特記事項																																																																																																															
別表一（関連工事との取り合い） <table><tr><th colspan="2">工事内容</th><th>本工事</th><th>別途工事</th></tr><tr><th></th><th></th><th>電気</th><th>機械　建築</th></tr><tr><td rowspan="4">機器の基礎</td><td>屋内設置（課題、アンカーボルトを除く）</td><td>・</td><td>※</td></tr><tr><td>屋上設置（課題、アンカーボルトを除く）</td><td>※</td><td>※</td></tr><tr><td>屋外設置（課題、アンカーボルトを除く）</td><td>※</td><td>・</td></tr><tr><td>梁台、アンカーボルト</td><td>※</td><td>・</td></tr><tr><td rowspan="4">貫通スリーブ（はり、床、壁）</td><td>スリーブ</td><td>※</td><td>・</td></tr><tr><td>スリーブの穴理め</td><td>※</td><td>※</td></tr><tr><td>箱入れ</td><td>※</td><td>・</td></tr><tr><td>補強鉄筋</td><td>・</td><td>※</td></tr><tr><td rowspan="4">箱入れ（はり、床、壁）</td><td>型枠の穴理め</td><td>※</td><td>・</td></tr><tr><td>墨出し</td><td>※</td><td></td></tr><tr><td>下地組み、ボード類切り込み（埋込照明器具、スニーカー等）</td><td>・</td><td>※</td></tr><tr><td>軽量鉄骨天井、壁下地</td><td>・</td><td>※</td></tr><tr><td rowspan="2">開口部補強</td><td>インサート</td><td>※</td><td>・</td></tr><tr><td>換気扇の取付枠</td><td>・</td><td>※</td></tr><tr><td rowspan="4">電気配管配線</td><td>換気扇の取付枠</td><td>・</td><td>※</td></tr><tr><td>機器付属の制御盤及び操作盤以降の配管、配線</td><td>※</td><td>※</td></tr><tr><td>機器付属の制御盤及び操作盤への電源供給配管、配線</td><td>※</td><td>・</td></tr><tr><td>天井吊り機器（空調機、空調換気扇）の本体と操作パネル間の配線</td><td>※</td><td>・</td></tr><tr><td rowspan="4">上記の配線</td><td>上記の配線</td><td>・</td><td>※</td></tr><tr><td>電極棒及びフロートスイッチの本体</td><td>・</td><td>※</td></tr><tr><td>上記の配管、配線</td><td>※</td><td>・</td></tr><tr><td>電気配管</td><td>・</td><td>・</td></tr><tr><td rowspan="4">自動制御</td><td>電気配線</td><td>・</td><td>・</td></tr><tr><td>電源供給</td><td>※</td><td>・</td></tr><tr><td>操作盤までの1次側電気工事</td><td>※</td><td>・</td></tr><tr><td>操作盤以降の2次側電気工事</td><td>・</td><td>※</td></tr><tr><td rowspan="2">浄化槽</td><td>建具類電動駆動装置の2次配線及び操作スイッチ</td><td>・</td><td>※</td></tr><tr><td>上記の配管</td><td>※</td><td>・</td></tr><tr><td rowspan="2">建具類電動装置</td><td>自動閉鎖装置取り付け箇所の切り込み及び補強</td><td>・</td><td>※</td></tr><tr><td>上記の配管、配線</td><td>※</td><td>・</td></tr><tr><td>自動閉鎖装置</td><td></td><td></td><td></td></tr></table>		工事内容		本工事	別途工事			電気	機械　建築	機器の基礎	屋内設置（課題、アンカーボルトを除く）	・	※	屋上設置（課題、アンカーボルトを除く）	※	※	屋外設置（課題、アンカーボルトを除く）	※	・	梁台、アンカーボルト	※	・	貫通スリーブ（はり、床、壁）	スリーブ	※	・	スリーブの穴理め	※	※	箱入れ	※	・	補強鉄筋	・	※	箱入れ（はり、床、壁）	型枠の穴理め	※	・	墨出し	※		下地組み、ボード類切り込み（埋込照明器具、スニーカー等）	・	※	軽量鉄骨天井、壁下地	・	※	開口部補強	インサート	※	・	換気扇の取付枠	・	※	電気配管配線	換気扇の取付枠	・	※	機器付属の制御盤及び操作盤以降の配管、配線	※	※	機器付属の制御盤及び操作盤への電源供給配管、配線	※	・	天井吊り機器（空調機、空調換気扇）の本体と操作パネル間の配線	※	・	上記の配線	上記の配線	・	※	電極棒及びフロートスイッチの本体	・	※	上記の配管、配線	※	・	電気配管	・	・	自動制御	電気配線	・	・	電源供給	※	・	操作盤までの1次側電気工事	※	・	操作盤以降の2次側電気工事	・	※	浄化槽	建具類電動駆動装置の2次配線及び操作スイッチ	・	※	上記の配管	※	・	建具類電動装置	自動閉鎖装置取り付け箇所の切り込み及び補強	・	※	上記の配管、配線	※	・	自動閉鎖装置				
工事内容		本工事	別途工事																																																																																																														
		電気	機械　建築																																																																																																														
機器の基礎	屋内設置（課題、アンカーボルトを除く）	・	※																																																																																																														
	屋上設置（課題、アンカーボルトを除く）	※	※																																																																																																														
	屋外設置（課題、アンカーボルトを除く）	※	・																																																																																																														
	梁台、アンカーボルト	※	・																																																																																																														
貫通スリーブ（はり、床、壁）	スリーブ	※	・																																																																																																														
	スリーブの穴理め	※	※																																																																																																														
	箱入れ	※	・																																																																																																														
	補強鉄筋	・	※																																																																																																														
箱入れ（はり、床、壁）	型枠の穴理め	※	・																																																																																																														
	墨出し	※																																																																																																															
	下地組み、ボード類切り込み（埋込照明器具、スニーカー等）	・	※																																																																																																														
	軽量鉄骨天井、壁下地	・	※																																																																																																														
開口部補強	インサート	※	・																																																																																																														
	換気扇の取付枠	・	※																																																																																																														
電気配管配線	換気扇の取付枠	・	※																																																																																																														
	機器付属の制御盤及び操作盤以降の配管、配線	※	※																																																																																																														
	機器付属の制御盤及び操作盤への電源供給配管、配線	※	・																																																																																																														
	天井吊り機器（空調機、空調換気扇）の本体と操作パネル間の配線	※	・																																																																																																														
上記の配線	上記の配線	・	※																																																																																																														
	電極棒及びフロートスイッチの本体	・	※																																																																																																														
	上記の配管、配線	※	・																																																																																																														
	電気配管	・	・																																																																																																														
自動制御	電気配線	・	・																																																																																																														
	電源供給	※	・																																																																																																														
	操作盤までの1次側電気工事	※	・																																																																																																														
	操作盤以降の2次側電気工事	・	※																																																																																																														
浄化槽	建具類電動駆動装置の2次配線及び操作スイッチ	・	※																																																																																																														
	上記の配管	※	・																																																																																																														
建具類電動装置	自動閉鎖装置取り付け箇所の切り込み及び補強	・	※																																																																																																														
	上記の配管、配線	※	・																																																																																																														
自動閉鎖装置																																																																																																																	

計 画 概 要	
敷地概要	
所在地	沖縄県うるま市宮里281地
敷地面積	38,405.80㎡
用途地域	第1種中高層住居専用地域、第1種住居地域
防火地域	指定なし
法定建ぺい率	60%
法定容積率	200%
建物概要	
建物名称	沖縄県立中部病院
主材構造	木造・軽量鉄骨コンクリート造
階数	地上7階・地下1階
最高高さ	SGL+37.9m
軒高	SGL+31.0m
工事種別	改修工事
主要用途	病院

今回、取替修繕工事箇所

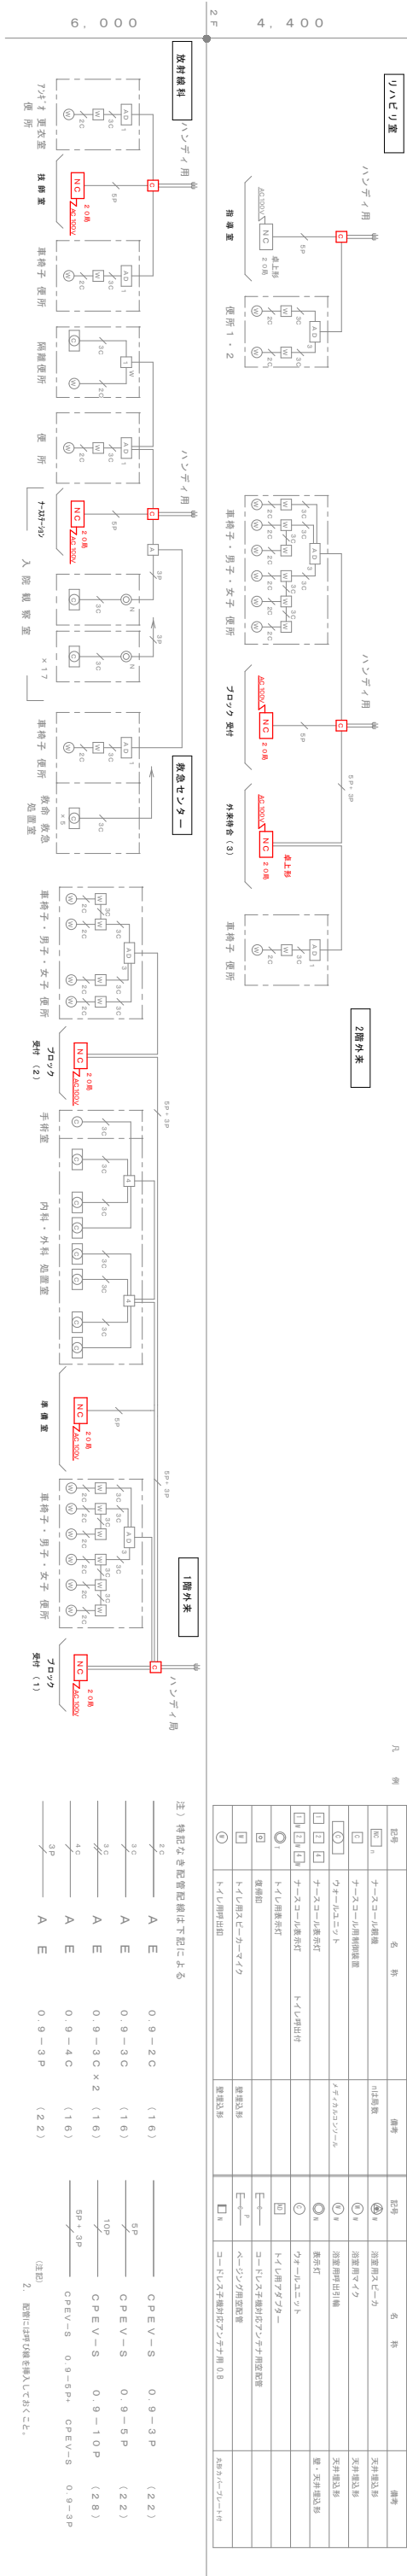
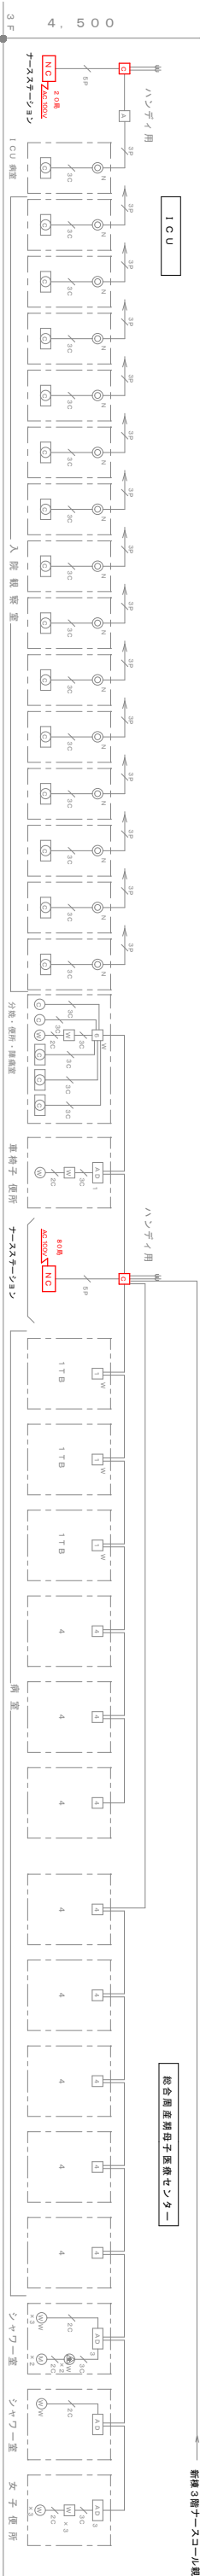
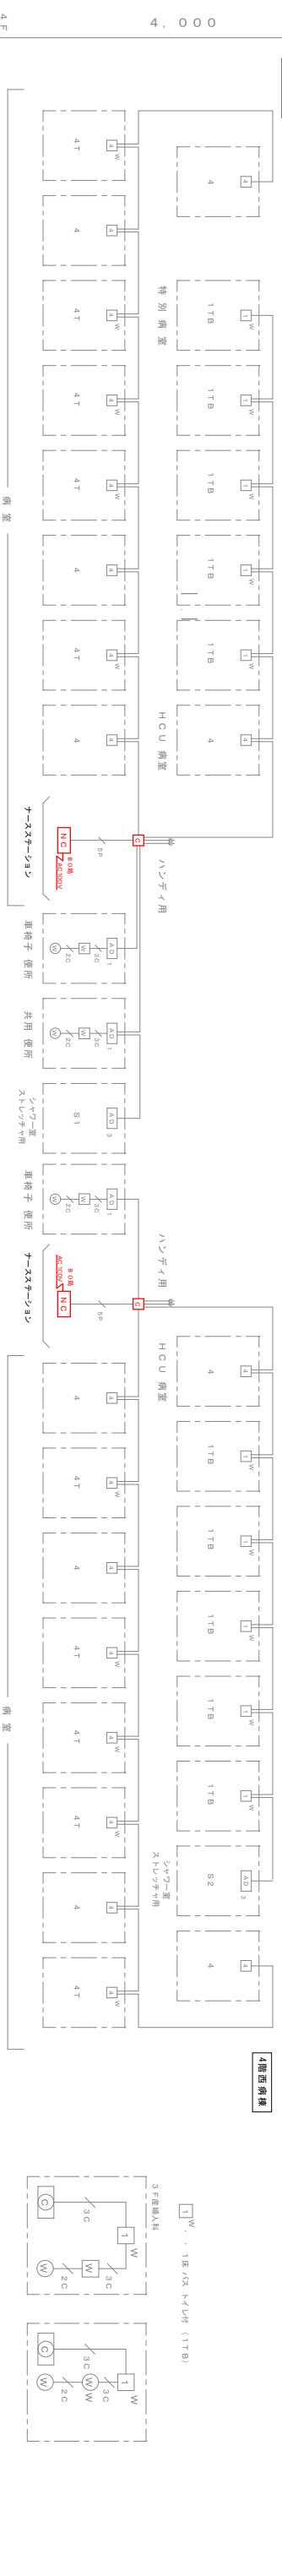
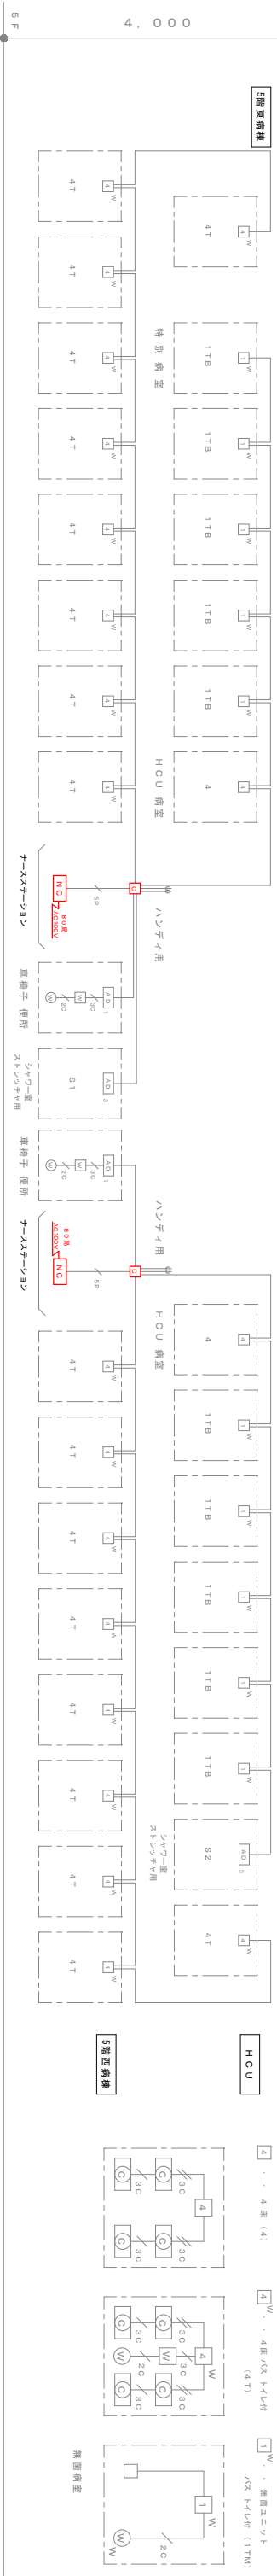
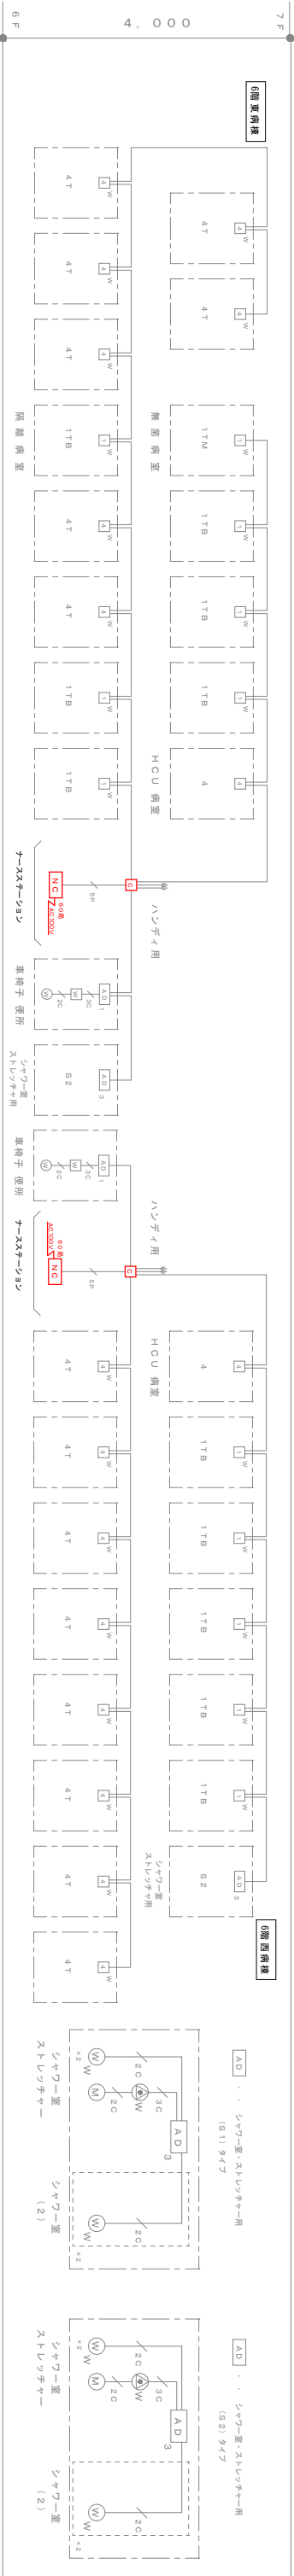


配置図

案内図

計画地
沖縄県うるま市宮里281番地

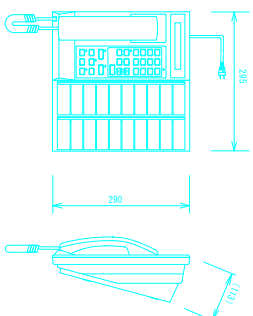
 
※赤表示箇所 取替修繕

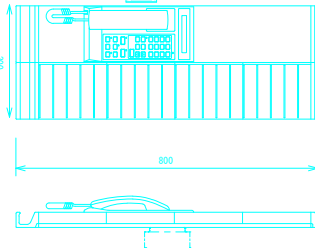
[illegible]

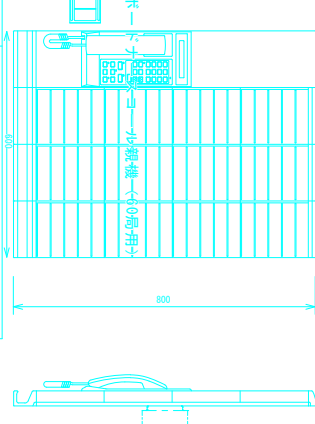
 
注) 特記なき配置設備は下記による

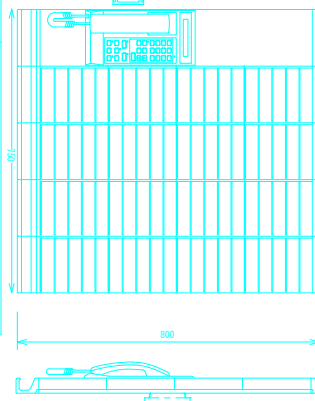
4C	A E	0.9 - 3 C	(16)	CPEV-S	0.9 - 3 P	(2.2)
3C	A E	0.9 - 3 C	(16)	CPEV-S	0.9 - 5 P	(2.2)
3C	A E	0.9 - 3 C x 2	(16)	CPEV-S	0.9 - 10 P	(2.8)
4C	A E	0.9 - 4 C	(16)	CPEV-S	0.9 - 3 P	
3P	A E	0.9 - 3 P	(2.2)	CPEV-S	0.9 - 5 P + CPEV-S	0.9 - 3 P

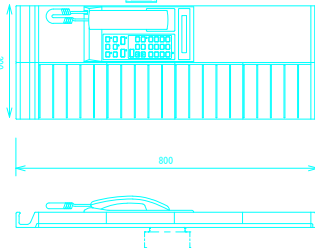
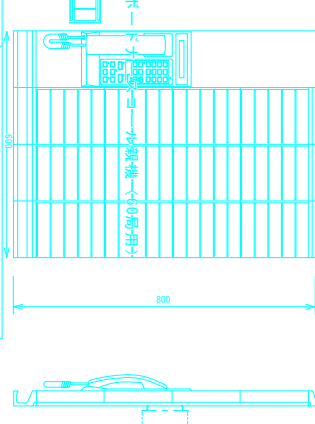
 
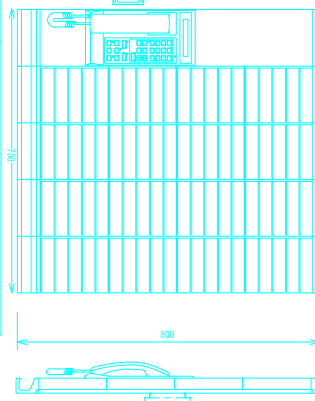
(注記) 2. 配置には呼び線を導入しておくこと。

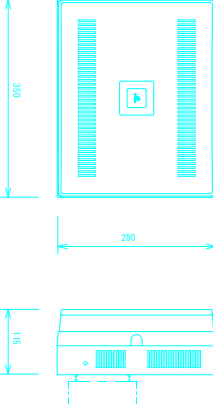
 
型番	メーカー	機種										
NA-S	ナースコール	ナースコール										
  <table><tr><td>電源電圧</td><td>AC100V 50/60Hz</td></tr><tr><td>形 式</td><td>桌上型</td></tr><tr><td>材 質</td><td>ABS樹脂</td></tr><tr><td>色 相</td><td>ホワイト</td></tr><tr><td>適用状況</td><td>同時通話（交互通話専用）…チャムアップ対応</td></tr></table>			電源電圧	AC100V 50/60Hz	形 式	桌上型	材 質	ABS樹脂	色 相	ホワイト	適用状況	同時通話（交互通話専用）…チャムアップ対応
電源電圧	AC100V 50/60Hz											
形 式	桌上型											
材 質	ABS樹脂											
色 相	ホワイト											
適用状況	同時通話（交互通話専用）…チャムアップ対応											

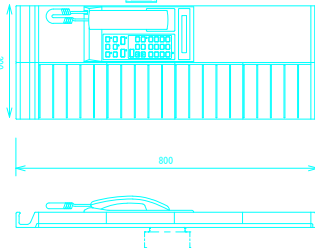
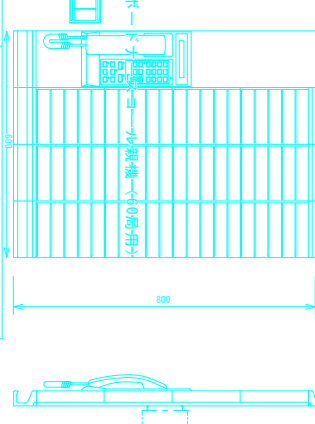
 
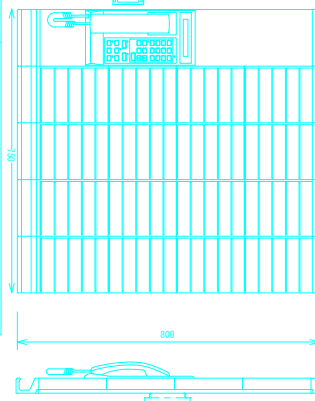
型番	メーカー	機種										
NA-50	ボードナースコール	ボードナースコール（20局用）										
  <table><tr><td>電源電圧</td><td>AC100V 50/60Hz</td></tr><tr><td>形 式</td><td>壁掛け（LSI使用スチールボックス付）</td></tr><tr><td>材 質</td><td>ABS樹脂</td></tr><tr><td>色 相</td><td>ホワイト</td></tr><tr><td>適用状況</td><td>同時通話（交互通話専用）…チャムアップ対応</td></tr></table>			電源電圧	AC100V 50/60Hz	形 式	壁掛け（LSI使用スチールボックス付）	材 質	ABS樹脂	色 相	ホワイト	適用状況	同時通話（交互通話専用）…チャムアップ対応
電源電圧	AC100V 50/60Hz											
形 式	壁掛け（LSI使用スチールボックス付）											
材 質	ABS樹脂											
色 相	ホワイト											
適用状況	同時通話（交互通話専用）…チャムアップ対応											

型番	メーカー	機種										
NA-60	ボードナースコール	ボードナースコール（20局用）										
  <table><tr><td>電源電圧</td><td>AC100V 50/60Hz</td></tr><tr><td>形 式</td><td>壁掛け（LSI使用スチールボックス付）</td></tr><tr><td>材 質</td><td>ABS樹脂</td></tr><tr><td>色 相</td><td>ホワイト</td></tr><tr><td>適用状況</td><td>同時通話（交互通話専用）…チャムアップ対応</td></tr></table>			電源電圧	AC100V 50/60Hz	形 式	壁掛け（LSI使用スチールボックス付）	材 質	ABS樹脂	色 相	ホワイト	適用状況	同時通話（交互通話専用）…チャムアップ対応
電源電圧	AC100V 50/60Hz											
形 式	壁掛け（LSI使用スチールボックス付）											
材 質	ABS樹脂											
色 相	ホワイト											
適用状況	同時通話（交互通話専用）…チャムアップ対応											

型番	メーカー	機種										
NA-80	ボードナースコール	ボードナースコール（80局用）										
  <table><tr><td>電源電圧</td><td>AC100V 50/60Hz</td></tr><tr><td>形 式</td><td>壁掛け（LSI使用スチールボックス付）</td></tr><tr><td>材 質</td><td>ABS樹脂</td></tr><tr><td>色 相</td><td>ホワイト</td></tr><tr><td>適用状況</td><td>同時通話（交互通話専用）…チャムアップ対応</td></tr></table>			電源電圧	AC100V 50/60Hz	形 式	壁掛け（LSI使用スチールボックス付）	材 質	ABS樹脂	色 相	ホワイト	適用状況	同時通話（交互通話専用）…チャムアップ対応
電源電圧	AC100V 50/60Hz											
形 式	壁掛け（LSI使用スチールボックス付）											
材 質	ABS樹脂											
色 相	ホワイト											
適用状況	同時通話（交互通話専用）…チャムアップ対応											

型番	メーカー	機種										
NA-50	ボードナースコール	ボードナースコール（20局用）										
  <table><tr><td>電源電圧</td><td>AC100V 50/60Hz</td></tr><tr><td>形 式</td><td>壁掛け（LSI使用スチールボックス付）</td></tr><tr><td>材 質</td><td>ABS樹脂</td></tr><tr><td>色 相</td><td>ホワイト</td></tr><tr><td>適用状況</td><td>同時通話（交互通話専用）…チャムアップ対応</td></tr></table>			電源電圧	AC100V 50/60Hz	形 式	壁掛け（LSI使用スチールボックス付）	材 質	ABS樹脂	色 相	ホワイト	適用状況	同時通話（交互通話専用）…チャムアップ対応
電源電圧	AC100V 50/60Hz											
形 式	壁掛け（LSI使用スチールボックス付）											
材 質	ABS樹脂											
色 相	ホワイト											
適用状況	同時通話（交互通話専用）…チャムアップ対応											
NA-60	ボードナースコール	ボードナースコール（20局用）										
  <table><tr><td>電源電圧</td><td>AC100V 50/60Hz</td></tr><tr><td>形 式</td><td>壁掛け（LSI使用スチールボックス付）</td></tr><tr><td>材 質</td><td>ABS樹脂</td></tr><tr><td>色 相</td><td>ホワイト</td></tr><tr><td>適用状況</td><td>同時通話（交互通話専用）…チャムアップ対応</td></tr></table>			電源電圧	AC100V 50/60Hz	形 式	壁掛け（LSI使用スチールボックス付）	材 質	ABS樹脂	色 相	ホワイト	適用状況	同時通話（交互通話専用）…チャムアップ対応
電源電圧	AC100V 50/60Hz											
形 式	壁掛け（LSI使用スチールボックス付）											
材 質	ABS樹脂											
色 相	ホワイト											
適用状況	同時通話（交互通話専用）…チャムアップ対応											
NA-80	ボードナースコール	ボードナースコール（80局用）										
  <table><tr><td>電源電圧</td><td>AC100V 50/60Hz</td></tr><tr><td>形 式</td><td>壁掛け（LSI使用スチールボックス付）</td></tr><tr><td>材 質</td><td>ABS樹脂</td></tr><tr><td>色 相</td><td>ホワイト</td></tr><tr><td>適用状況</td><td>同時通話（交互通話専用）…チャムアップ対応</td></tr></table>			電源電圧	AC100V 50/60Hz	形 式	壁掛け（LSI使用スチールボックス付）	材 質	ABS樹脂	色 相	ホワイト	適用状況	同時通話（交互通話専用）…チャムアップ対応
電源電圧	AC100V 50/60Hz											
形 式	壁掛け（LSI使用スチールボックス付）											
材 質	ABS樹脂											
色 相	ホワイト											
適用状況	同時通話（交互通話専用）…チャムアップ対応											

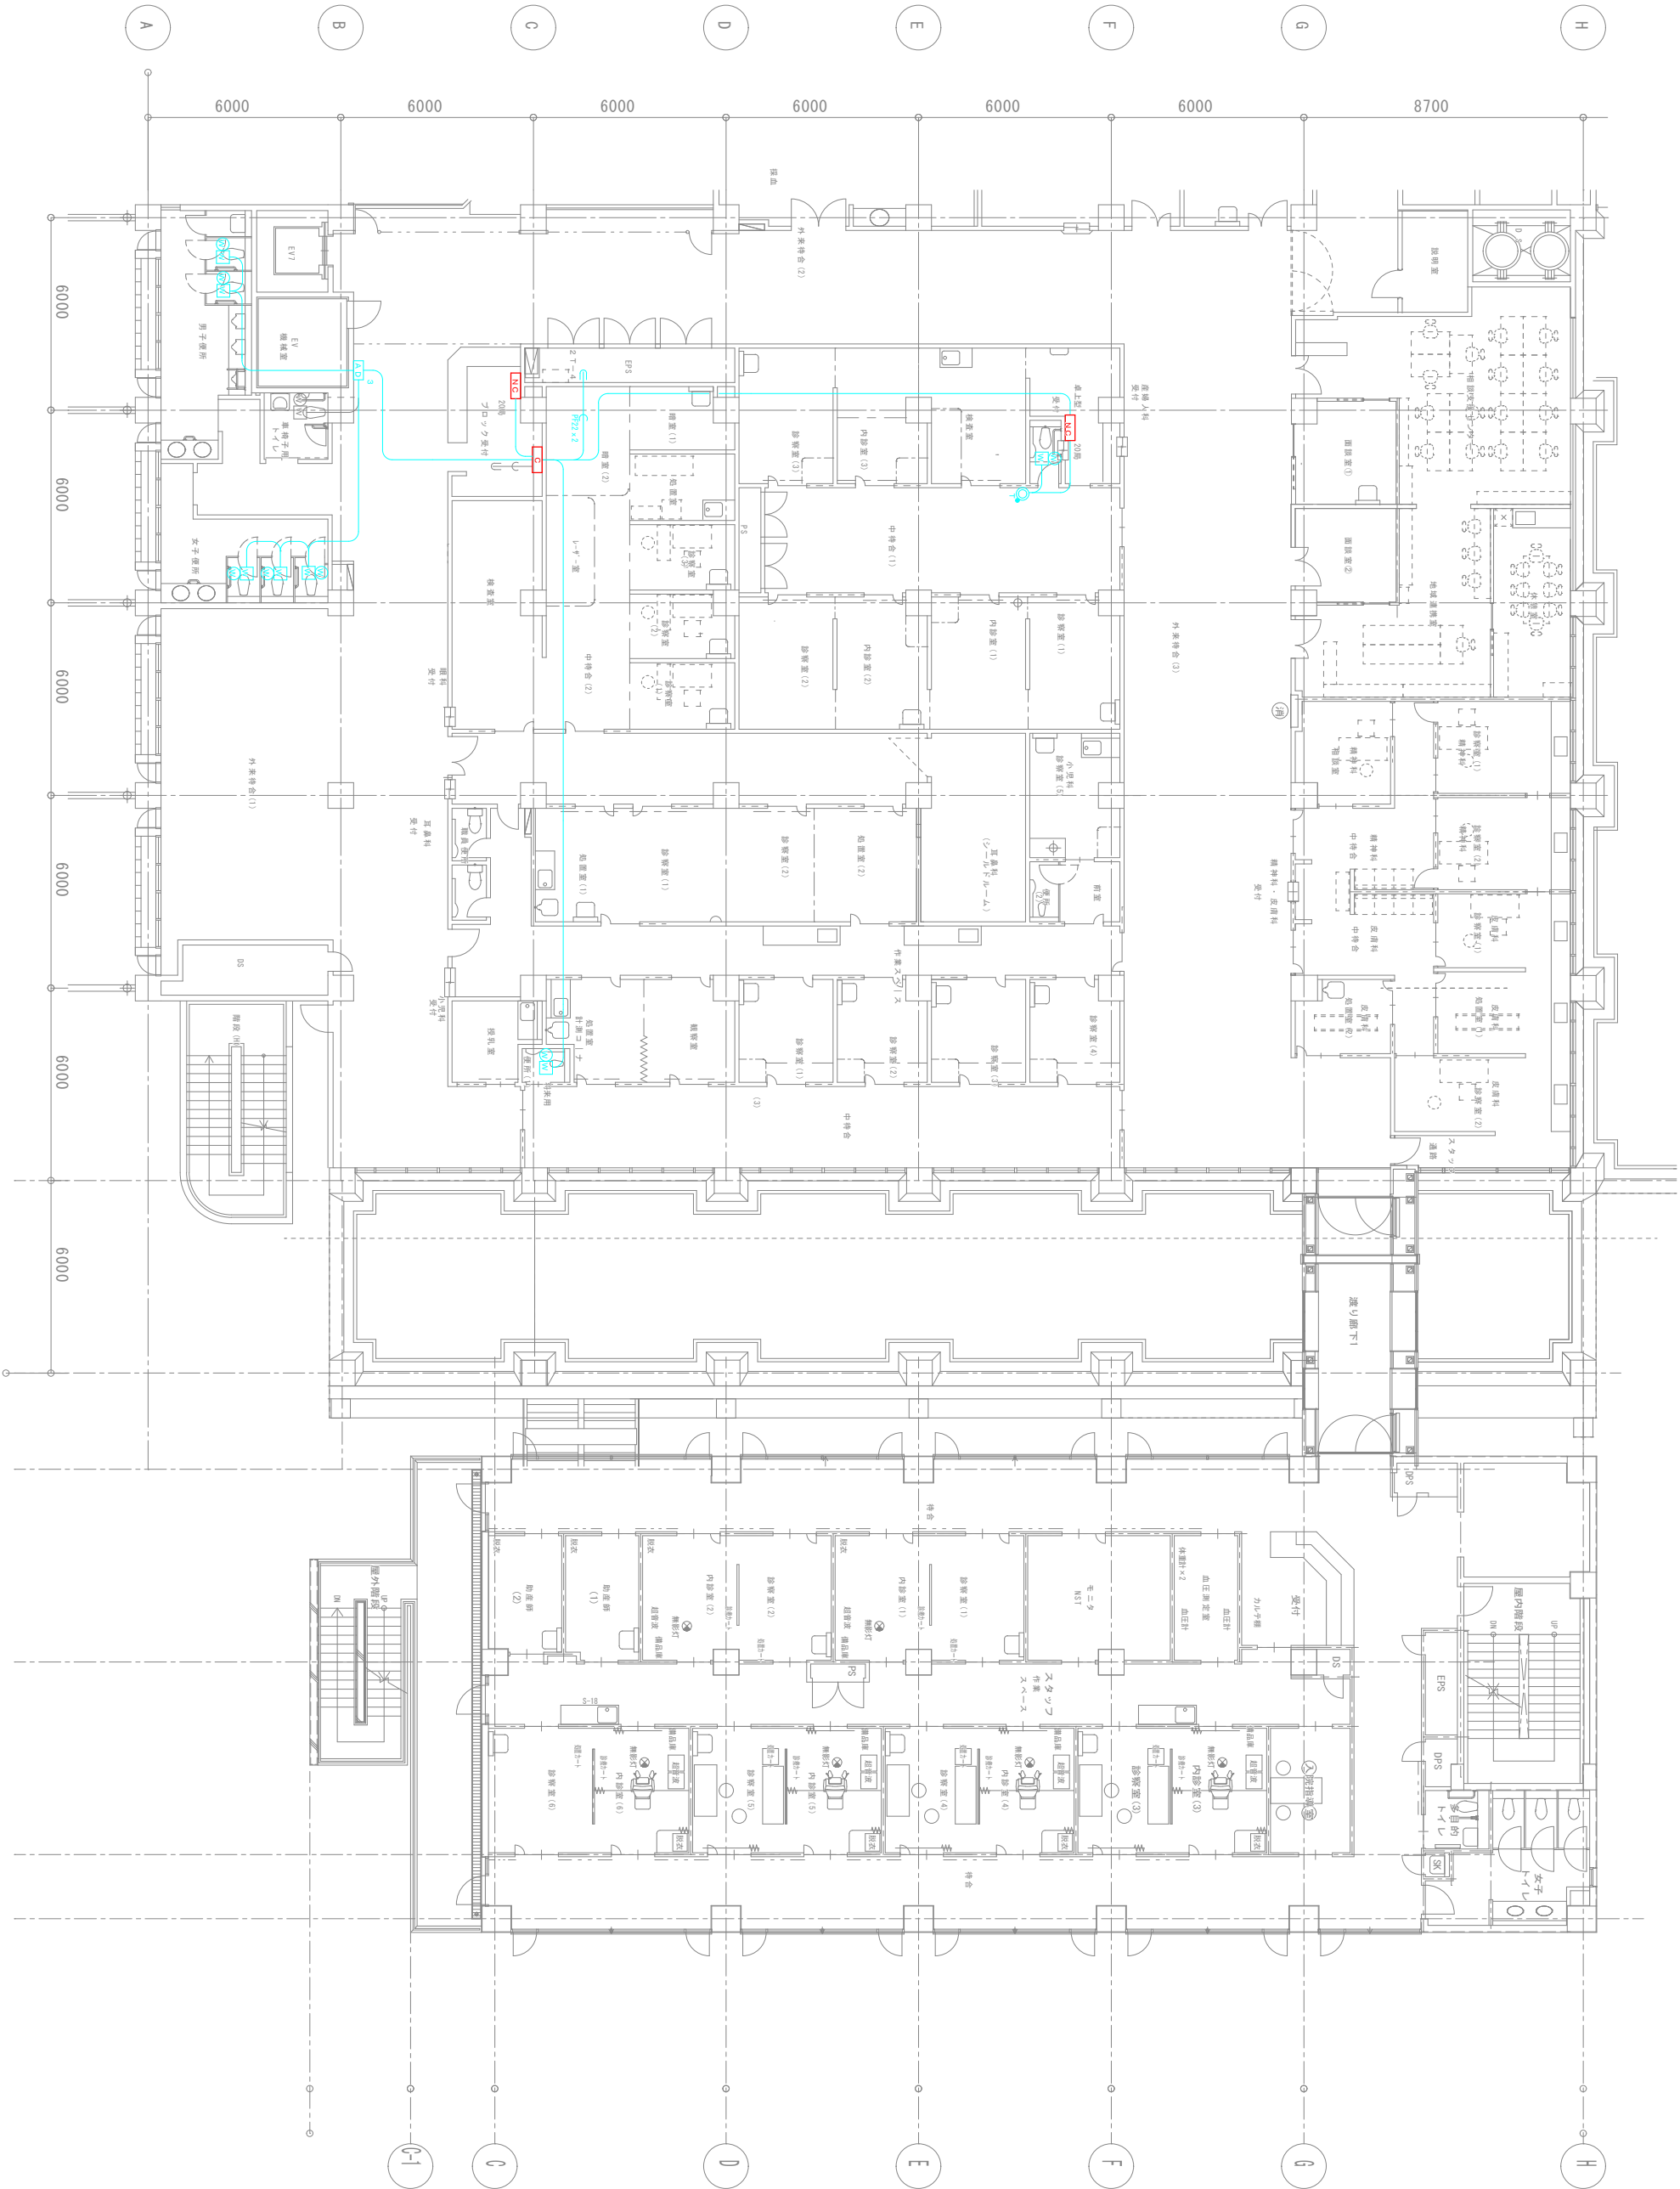
型番	メーカー	機種										
NA-S	ナースコール	ナースコール										
  <table><tr><td>電源電圧</td><td>AC100V</td></tr><tr><td>形 式</td><td>壁掛け（LSI使用スチールボックス付）</td></tr><tr><td>材 質</td><td>ABS樹脂</td></tr><tr><td>色 相</td><td>ホワイト</td></tr><tr><td>適用状況</td><td>同時通話（交互通話専用）…チャムアップ対応</td></tr></table>			電源電圧	AC100V	形 式	壁掛け（LSI使用スチールボックス付）	材 質	ABS樹脂	色 相	ホワイト	適用状況	同時通話（交互通話専用）…チャムアップ対応
電源電圧	AC100V											
形 式	壁掛け（LSI使用スチールボックス付）											
材 質	ABS樹脂											
色 相	ホワイト											
適用状況	同時通話（交互通話専用）…チャムアップ対応											

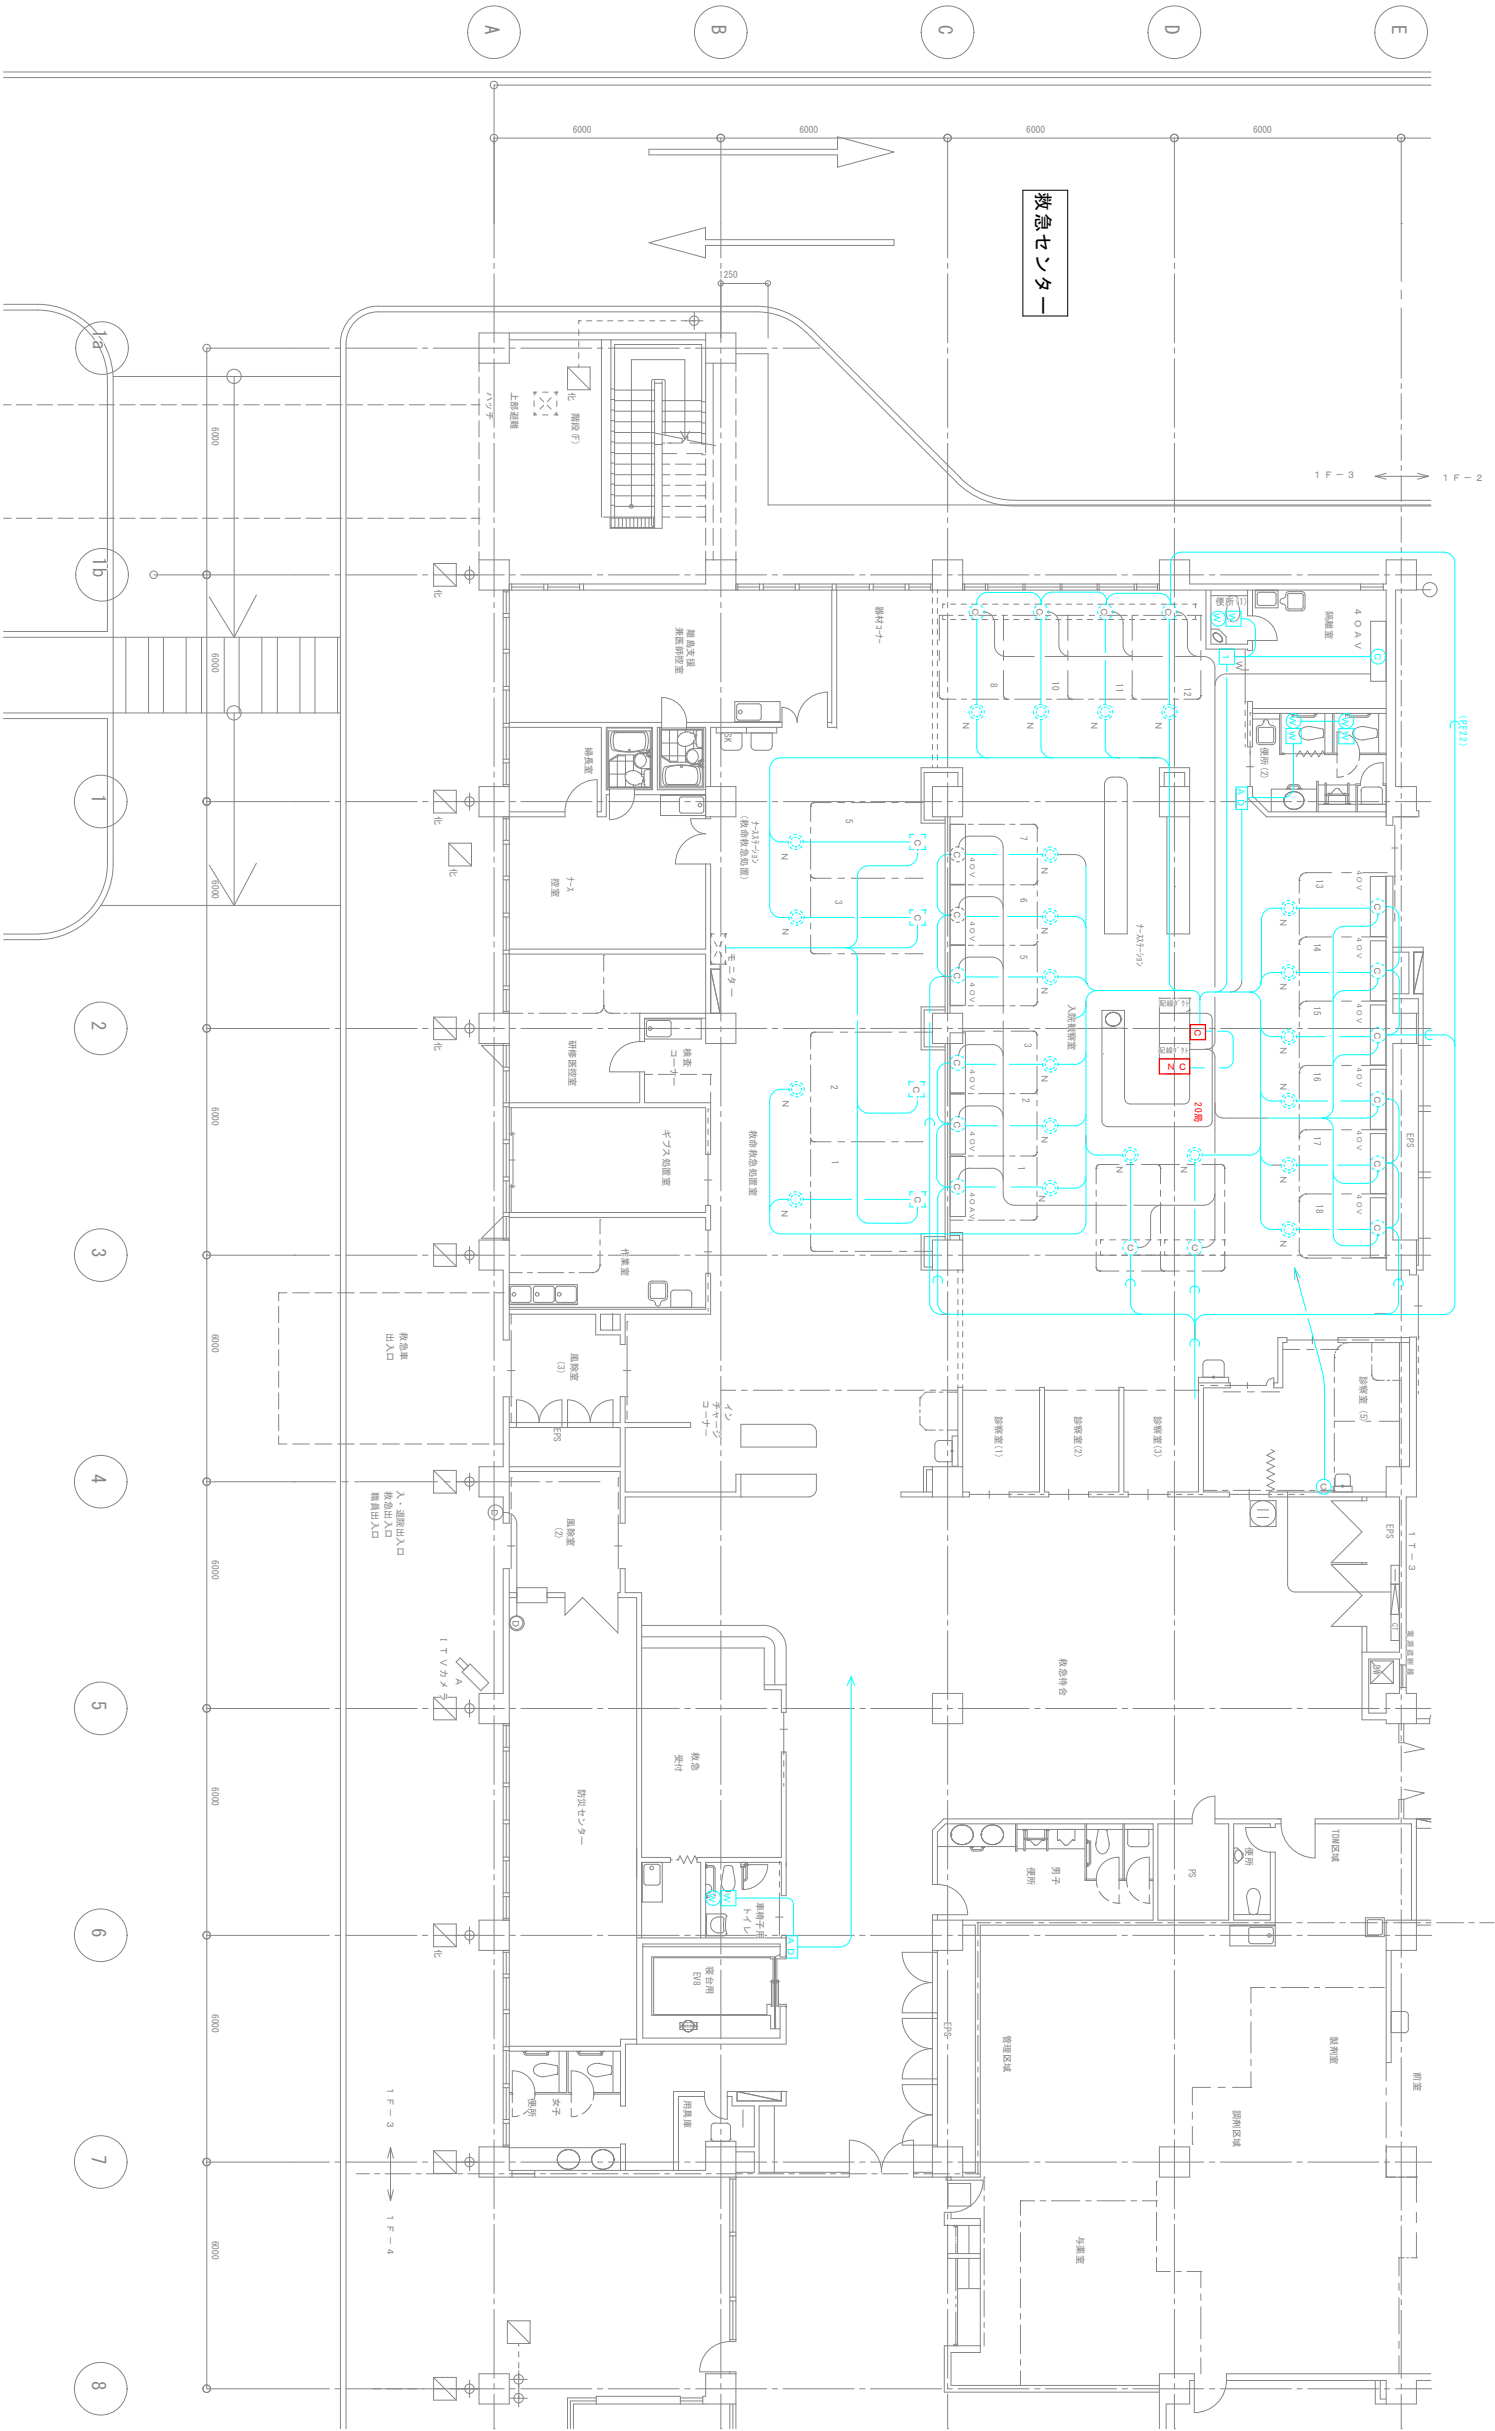
型番	メーカー	機種										
NA-50	ボードナースコール	ボードナースコール（20局用）										
  <table><tr><td>電源電圧</td><td>AC100V 50/60Hz</td></tr><tr><td>形 式</td><td>壁掛け（LSI使用スチールボックス付）</td></tr><tr><td>材 質</td><td>ABS樹脂</td></tr><tr><td>色 相</td><td>ホワイト</td></tr><tr><td>適用状況</td><td>同時通話（交互通話専用）…チャムアップ対応</td></tr></table>			電源電圧	AC100V 50/60Hz	形 式	壁掛け（LSI使用スチールボックス付）	材 質	ABS樹脂	色 相	ホワイト	適用状況	同時通話（交互通話専用）…チャムアップ対応
電源電圧	AC100V 50/60Hz											
形 式	壁掛け（LSI使用スチールボックス付）											
材 質	ABS樹脂											
色 相	ホワイト											
適用状況	同時通話（交互通話専用）…チャムアップ対応											
NA-60	ボードナースコール	ボードナースコール（20局用）										
  <table><tr><td>電源電圧</td><td>AC100V 50/60Hz</td></tr><tr><td>形 式</td><td>壁掛け（LSI使用スチールボックス付）</td></tr><tr><td>材 質</td><td>ABS樹脂</td></tr><tr><td>色 相</td><td>ホワイト</td></tr><tr><td>適用状況</td><td>同時通話（交互通話専用）…チャムアップ対応</td></tr></table>			電源電圧	AC100V 50/60Hz	形 式	壁掛け（LSI使用スチールボックス付）	材 質	ABS樹脂	色 相	ホワイト	適用状況	同時通話（交互通話専用）…チャムアップ対応
電源電圧	AC100V 50/60Hz											
形 式	壁掛け（LSI使用スチールボックス付）											
材 質	ABS樹脂											
色 相	ホワイト											
適用状況	同時通話（交互通話専用）…チャムアップ対応											
NA-80	ボードナースコール	ボードナースコール（80局用）										
  <table><tr><td>電源電圧</td><td>AC100V 50/60Hz</td></tr><tr><td>形 式</td><td>壁掛け（LSI使用スチールボックス付）</td></tr><tr><td>材 質</td><td>ABS樹脂</td></tr><tr><td>色 相</td><td>ホワイト</td></tr><tr><td>適用状況</td><td>同時通話（交互通話専用）…チャムアップ対応</td></tr></table>			電源電圧	AC100V 50/60Hz	形 式	壁掛け（LSI使用スチールボックス付）	材 質	ABS樹脂	色 相	ホワイト	適用状況	同時通話（交互通話専用）…チャムアップ対応
電源電圧	AC100V 50/60Hz											
形 式	壁掛け（LSI使用スチールボックス付）											
材 質	ABS樹脂											
色 相	ホワイト											
適用状況	同時通話（交互通話専用）…チャムアップ対応											

1階外来



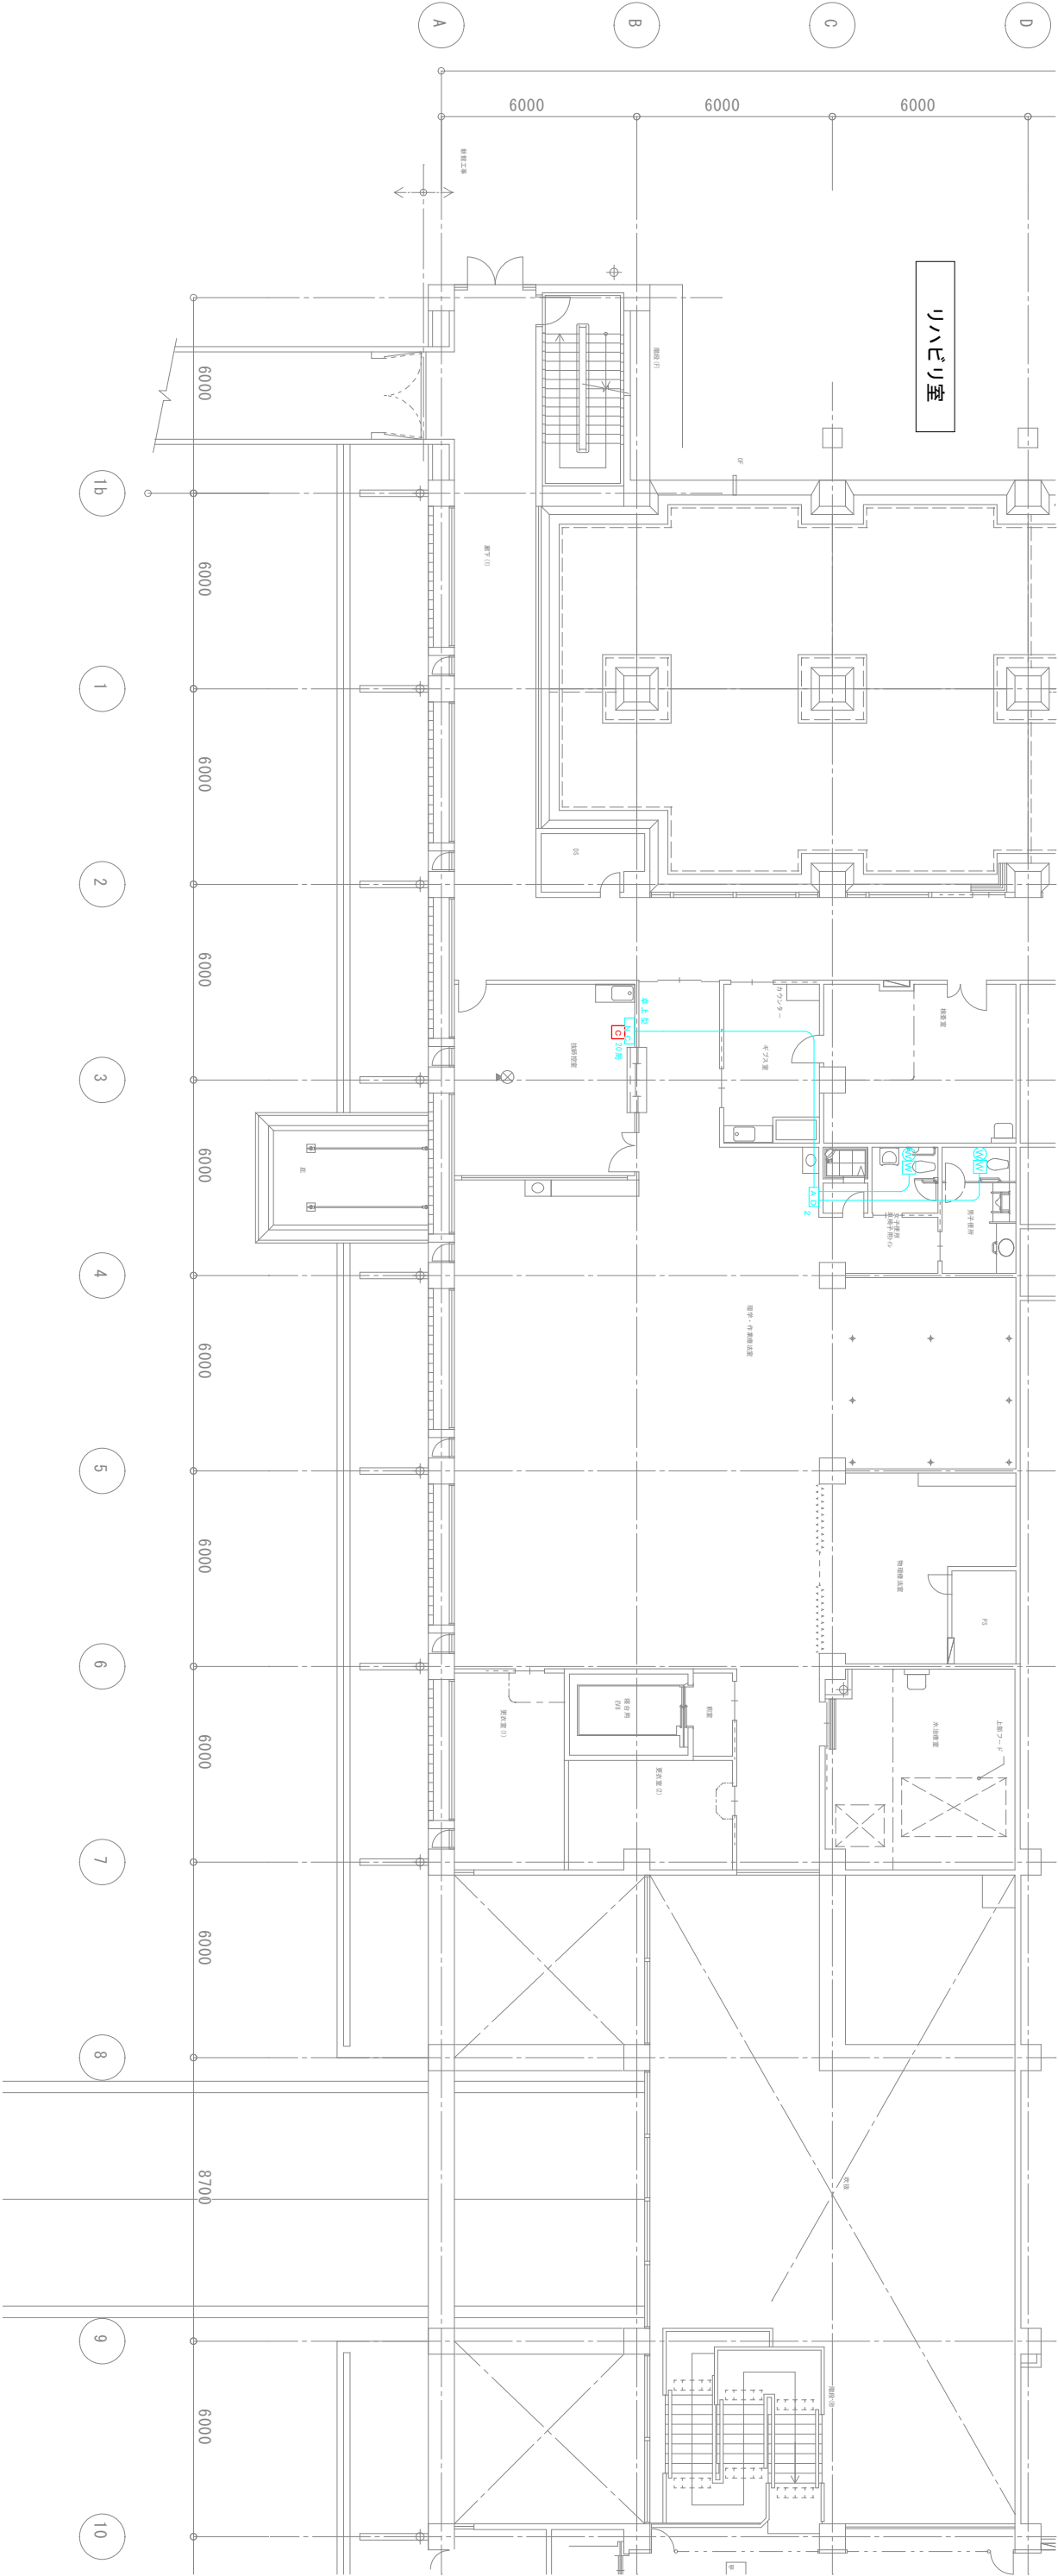
2階外来





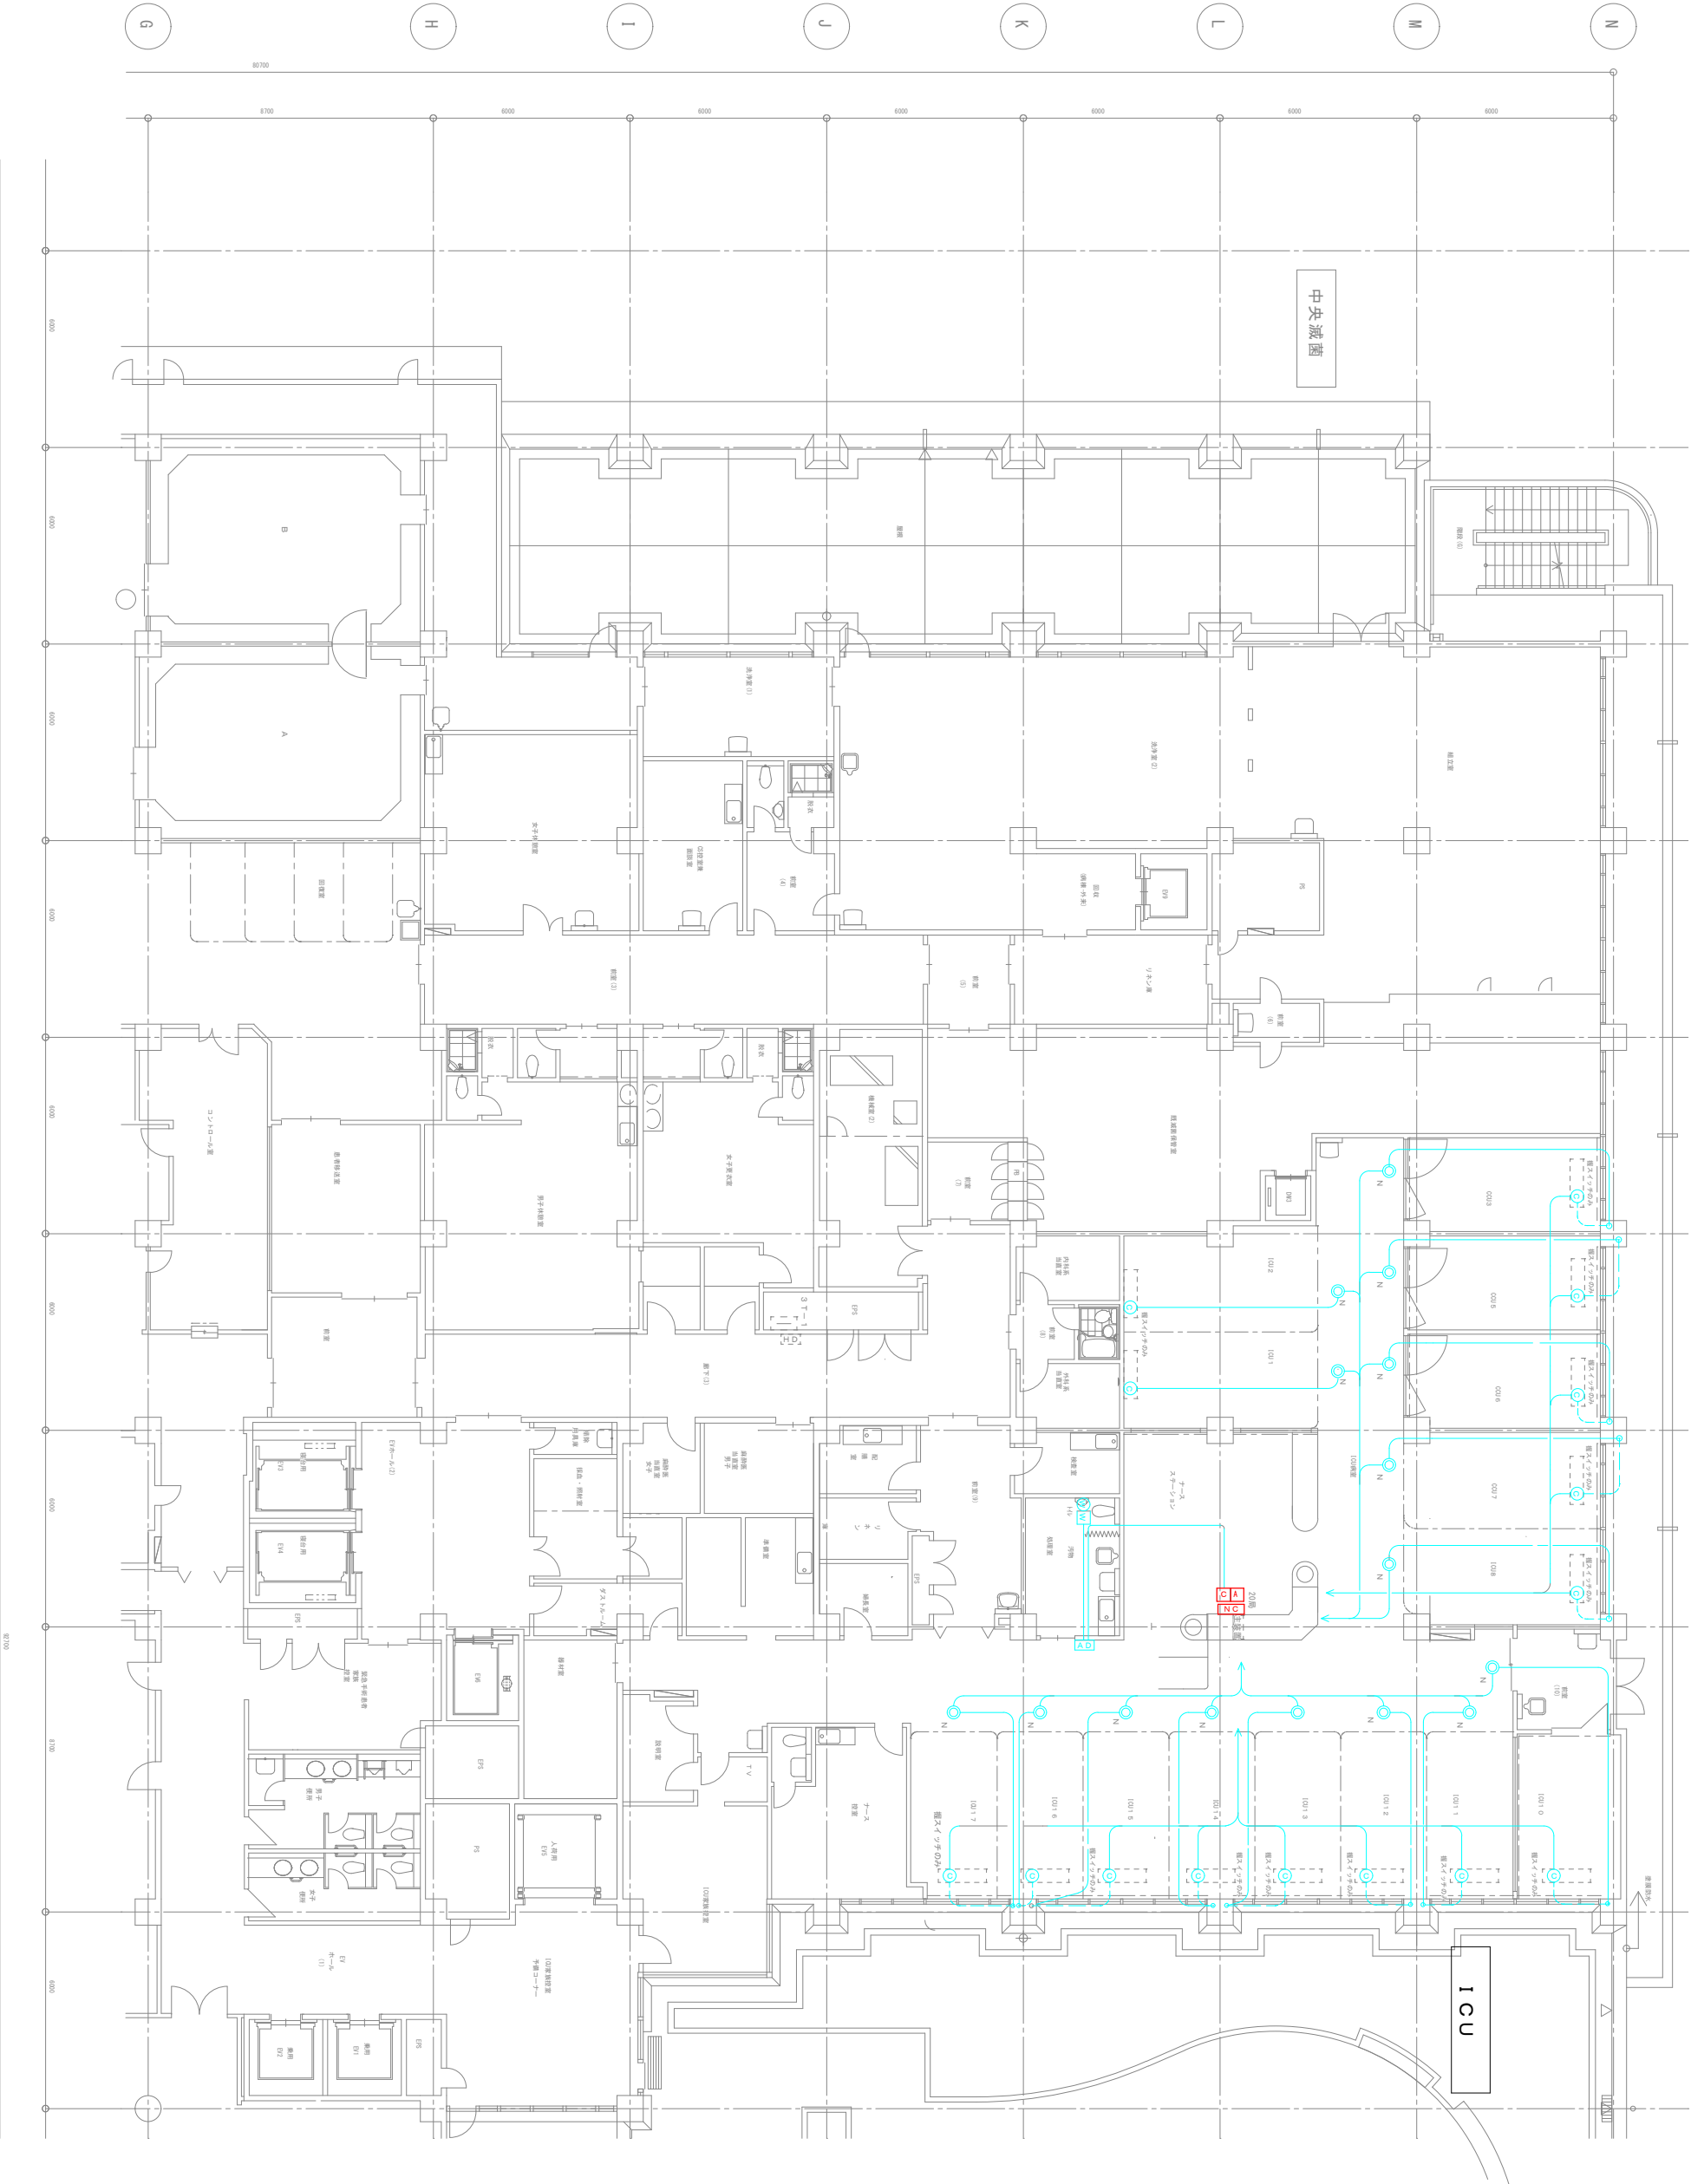


放射線科

 


沖縄県立中部病院

日付	2020. 05. 25	工事名称	県立中部病院本館 ナースコール取替修繕工事	縮尺	1/100
作図	施設管理技士 宮平	図面名称	リハビリ室平面図	図面番号	E-11



 
日付	工事名称	縮尺
2020.05.25	県立中部病院本館 ナースコール取替修繕工事	1/100
作図	図面名称	図面番号
施設管理技士 宮平	総合周産期母子医療センター平面図	E-13

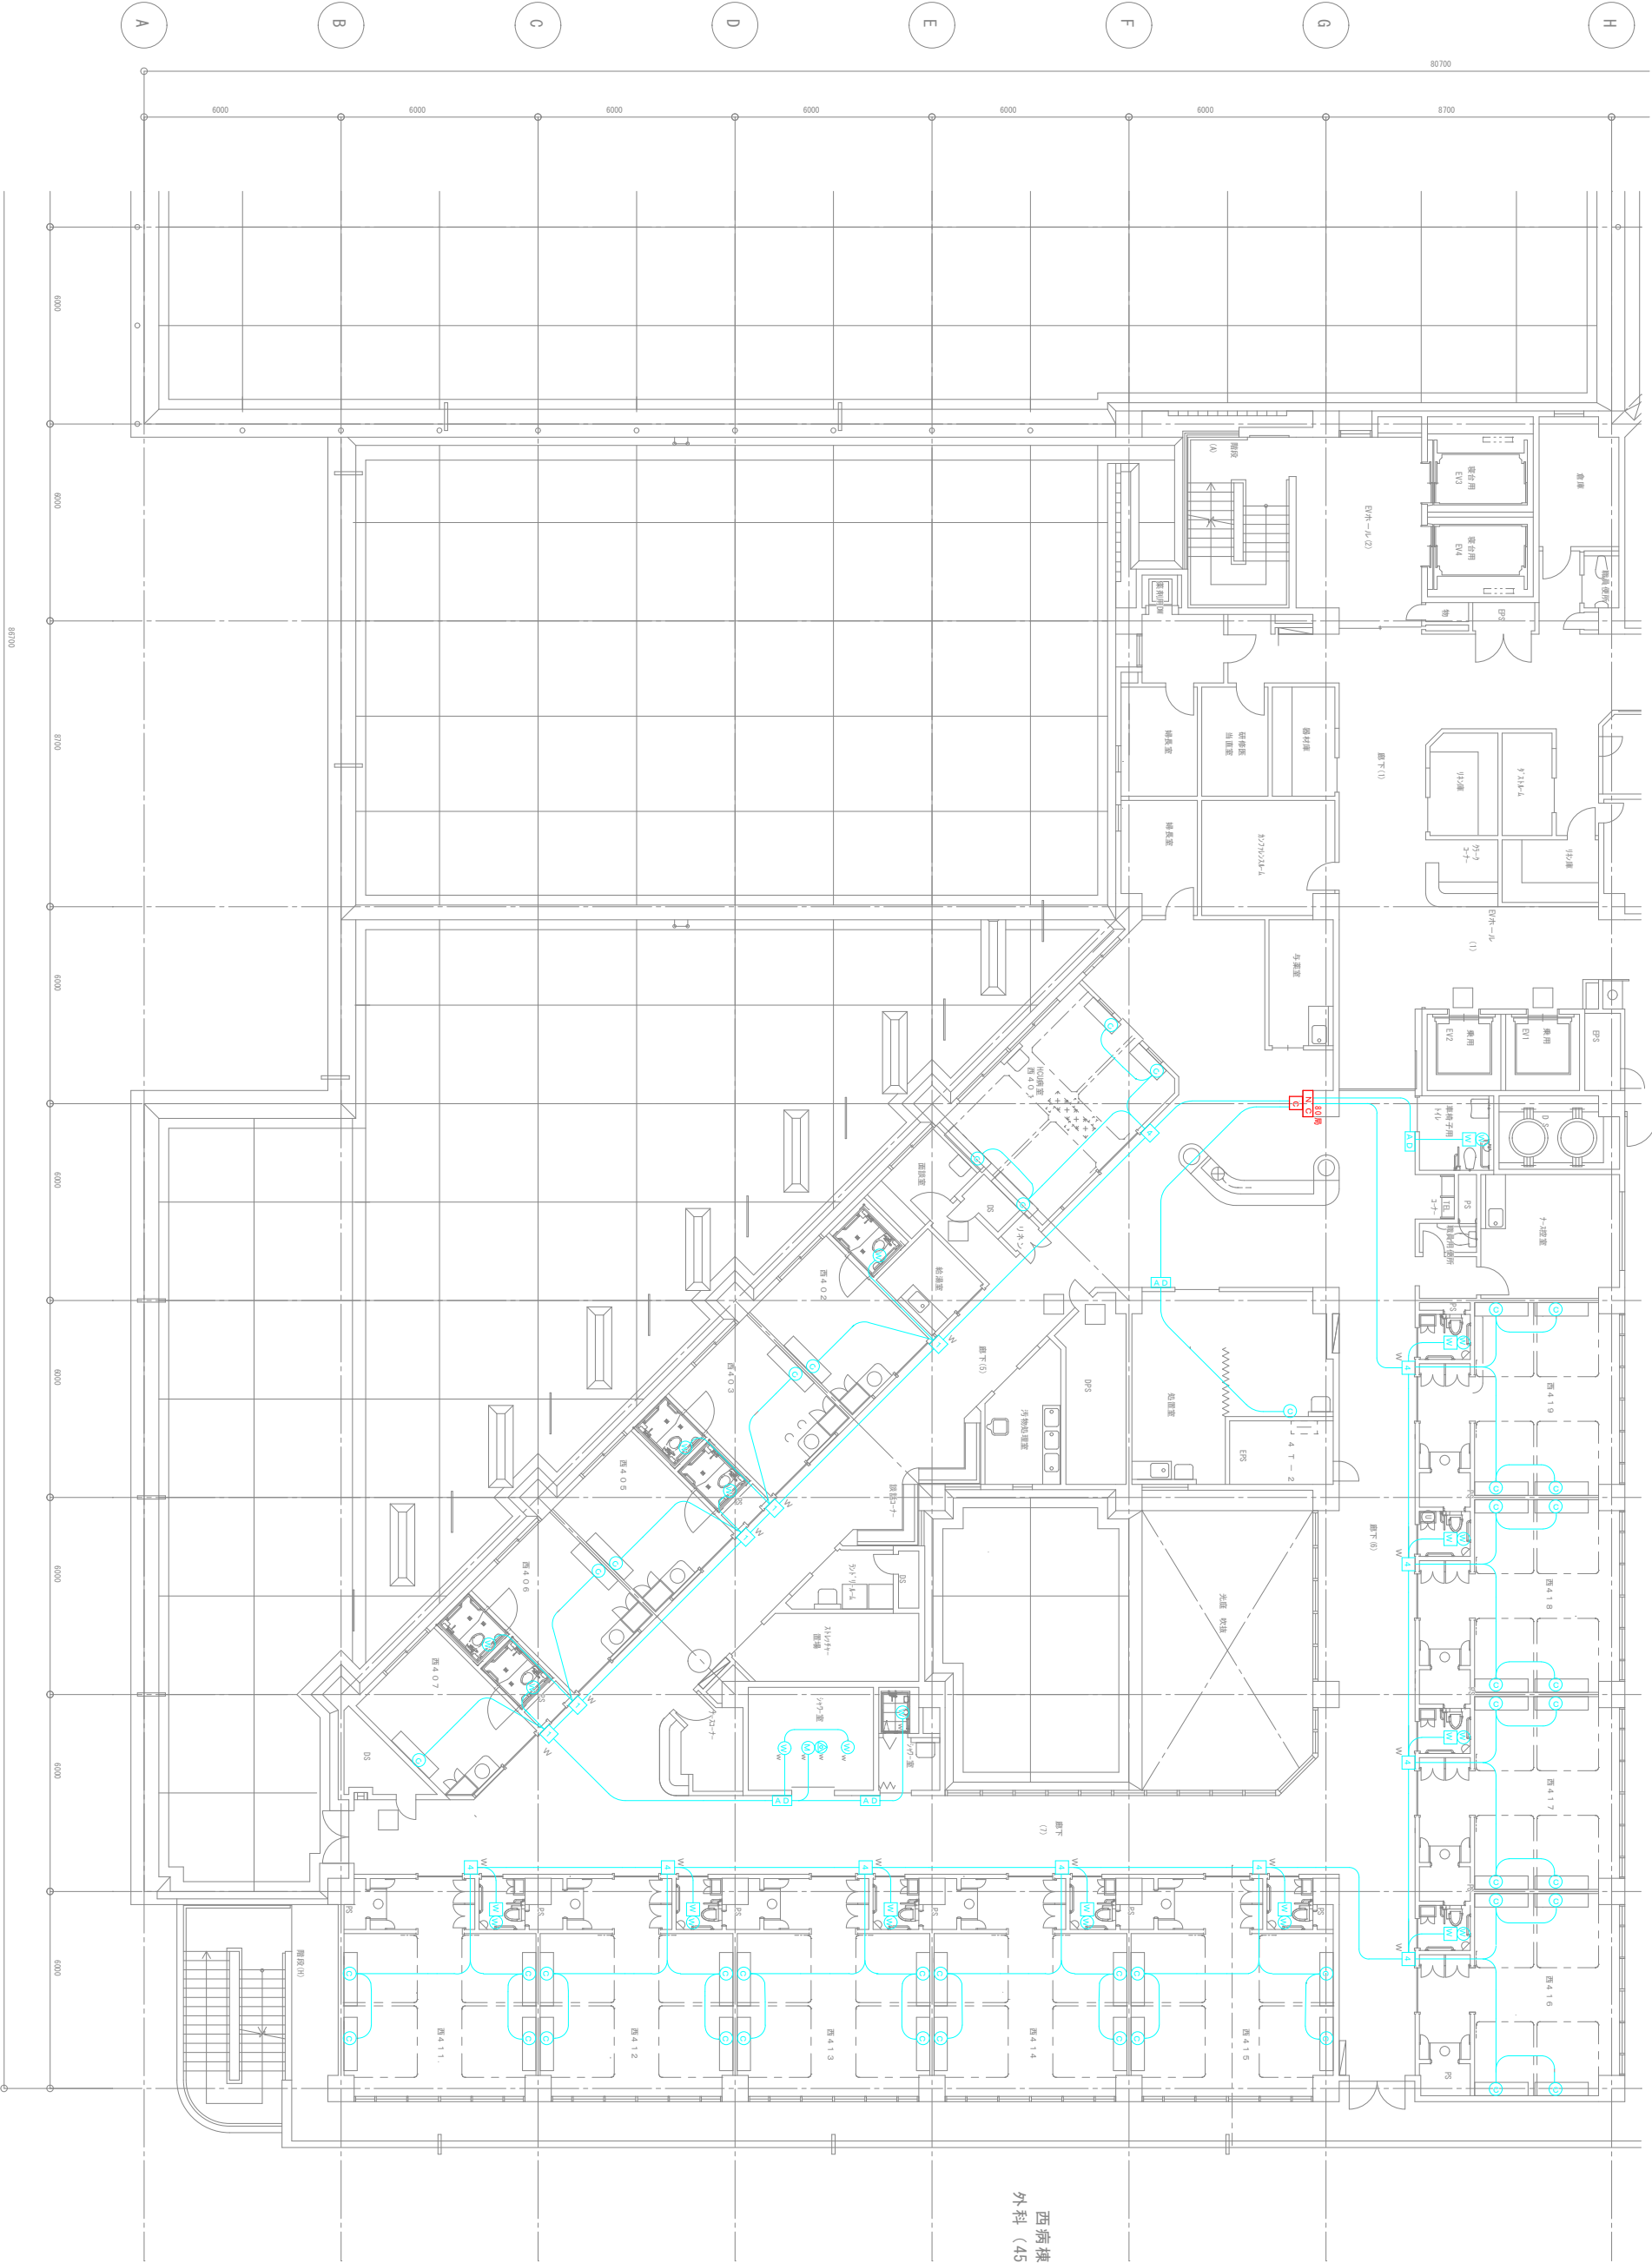


日付	工事名称	縮尺
2020. 05. 25	県立中部病院本館 ナースコール取替修繕工事	1/100
作図	図面名称	図面番号
施設管理技士 宮平	4階東平面図	E-14

ナースコール取替修繕工事

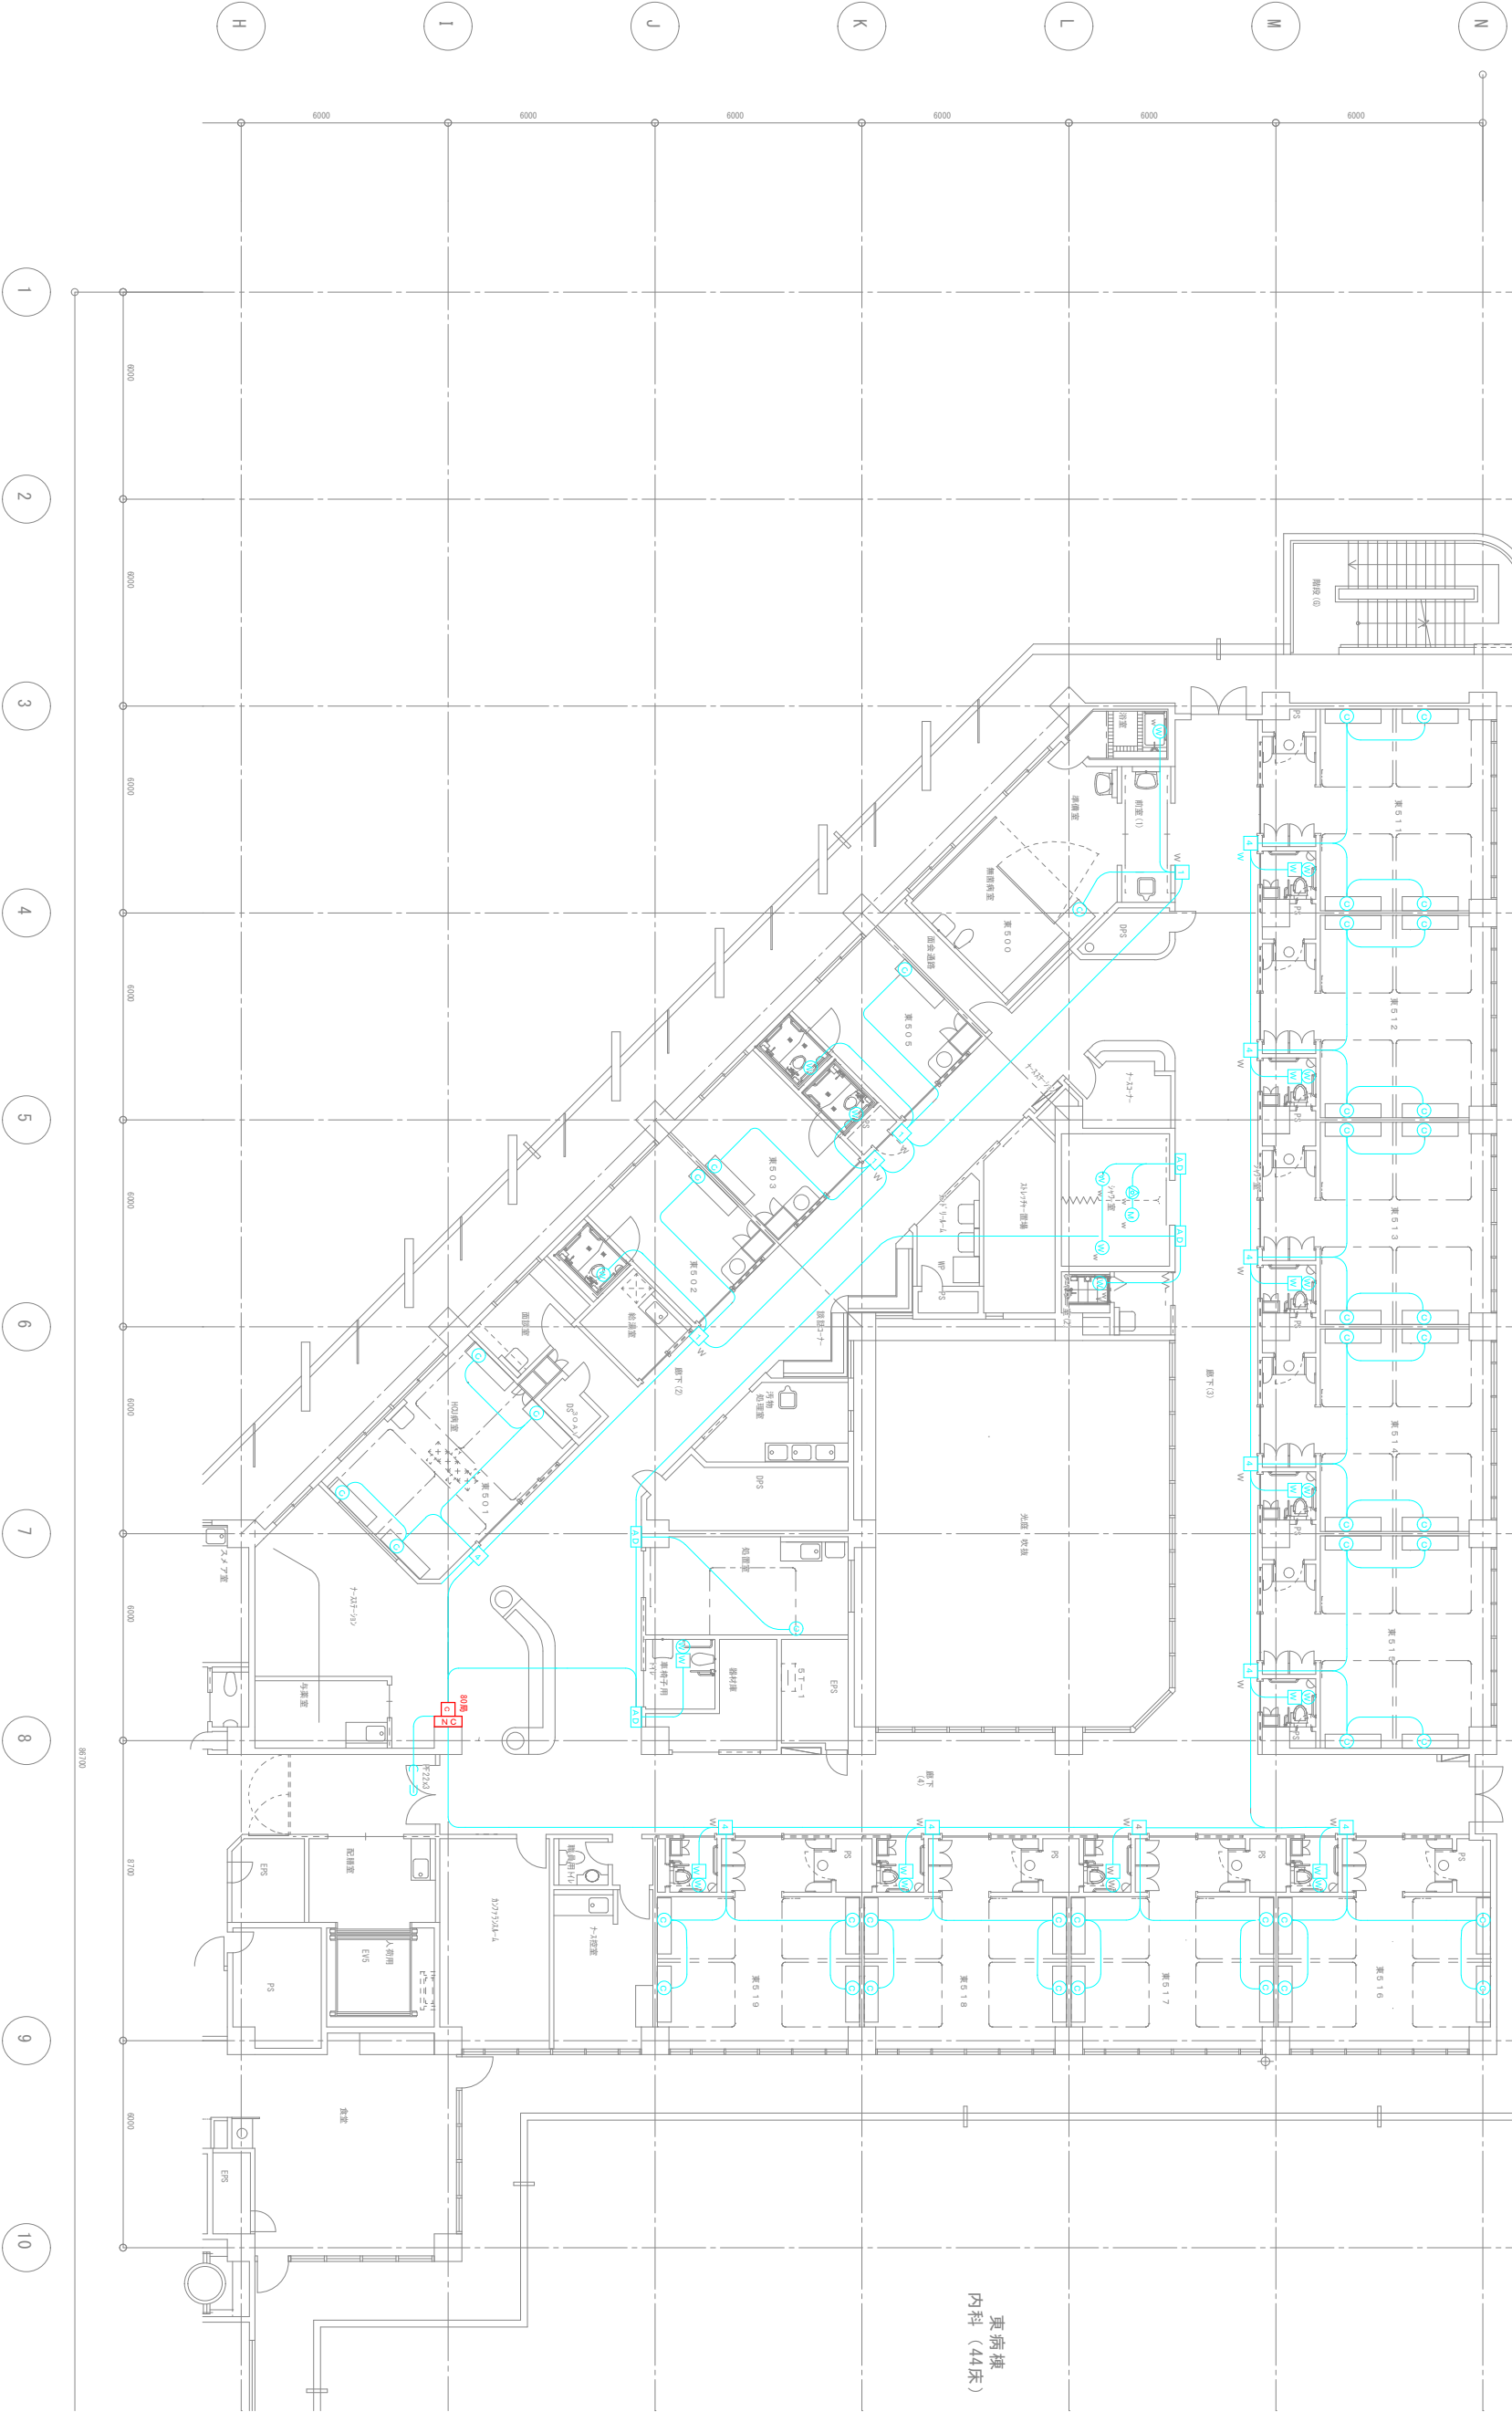
1/100





沖縄県立中部病院

日付	2020. 05. 25	工事名称	県立中部病院本館 ナースコール取替修繕工事	縮尺	1/100
作図	施設管理技士 宮平	図面名称	4階西平面図	図面番号	E-15



 
沖縄県立中部病院

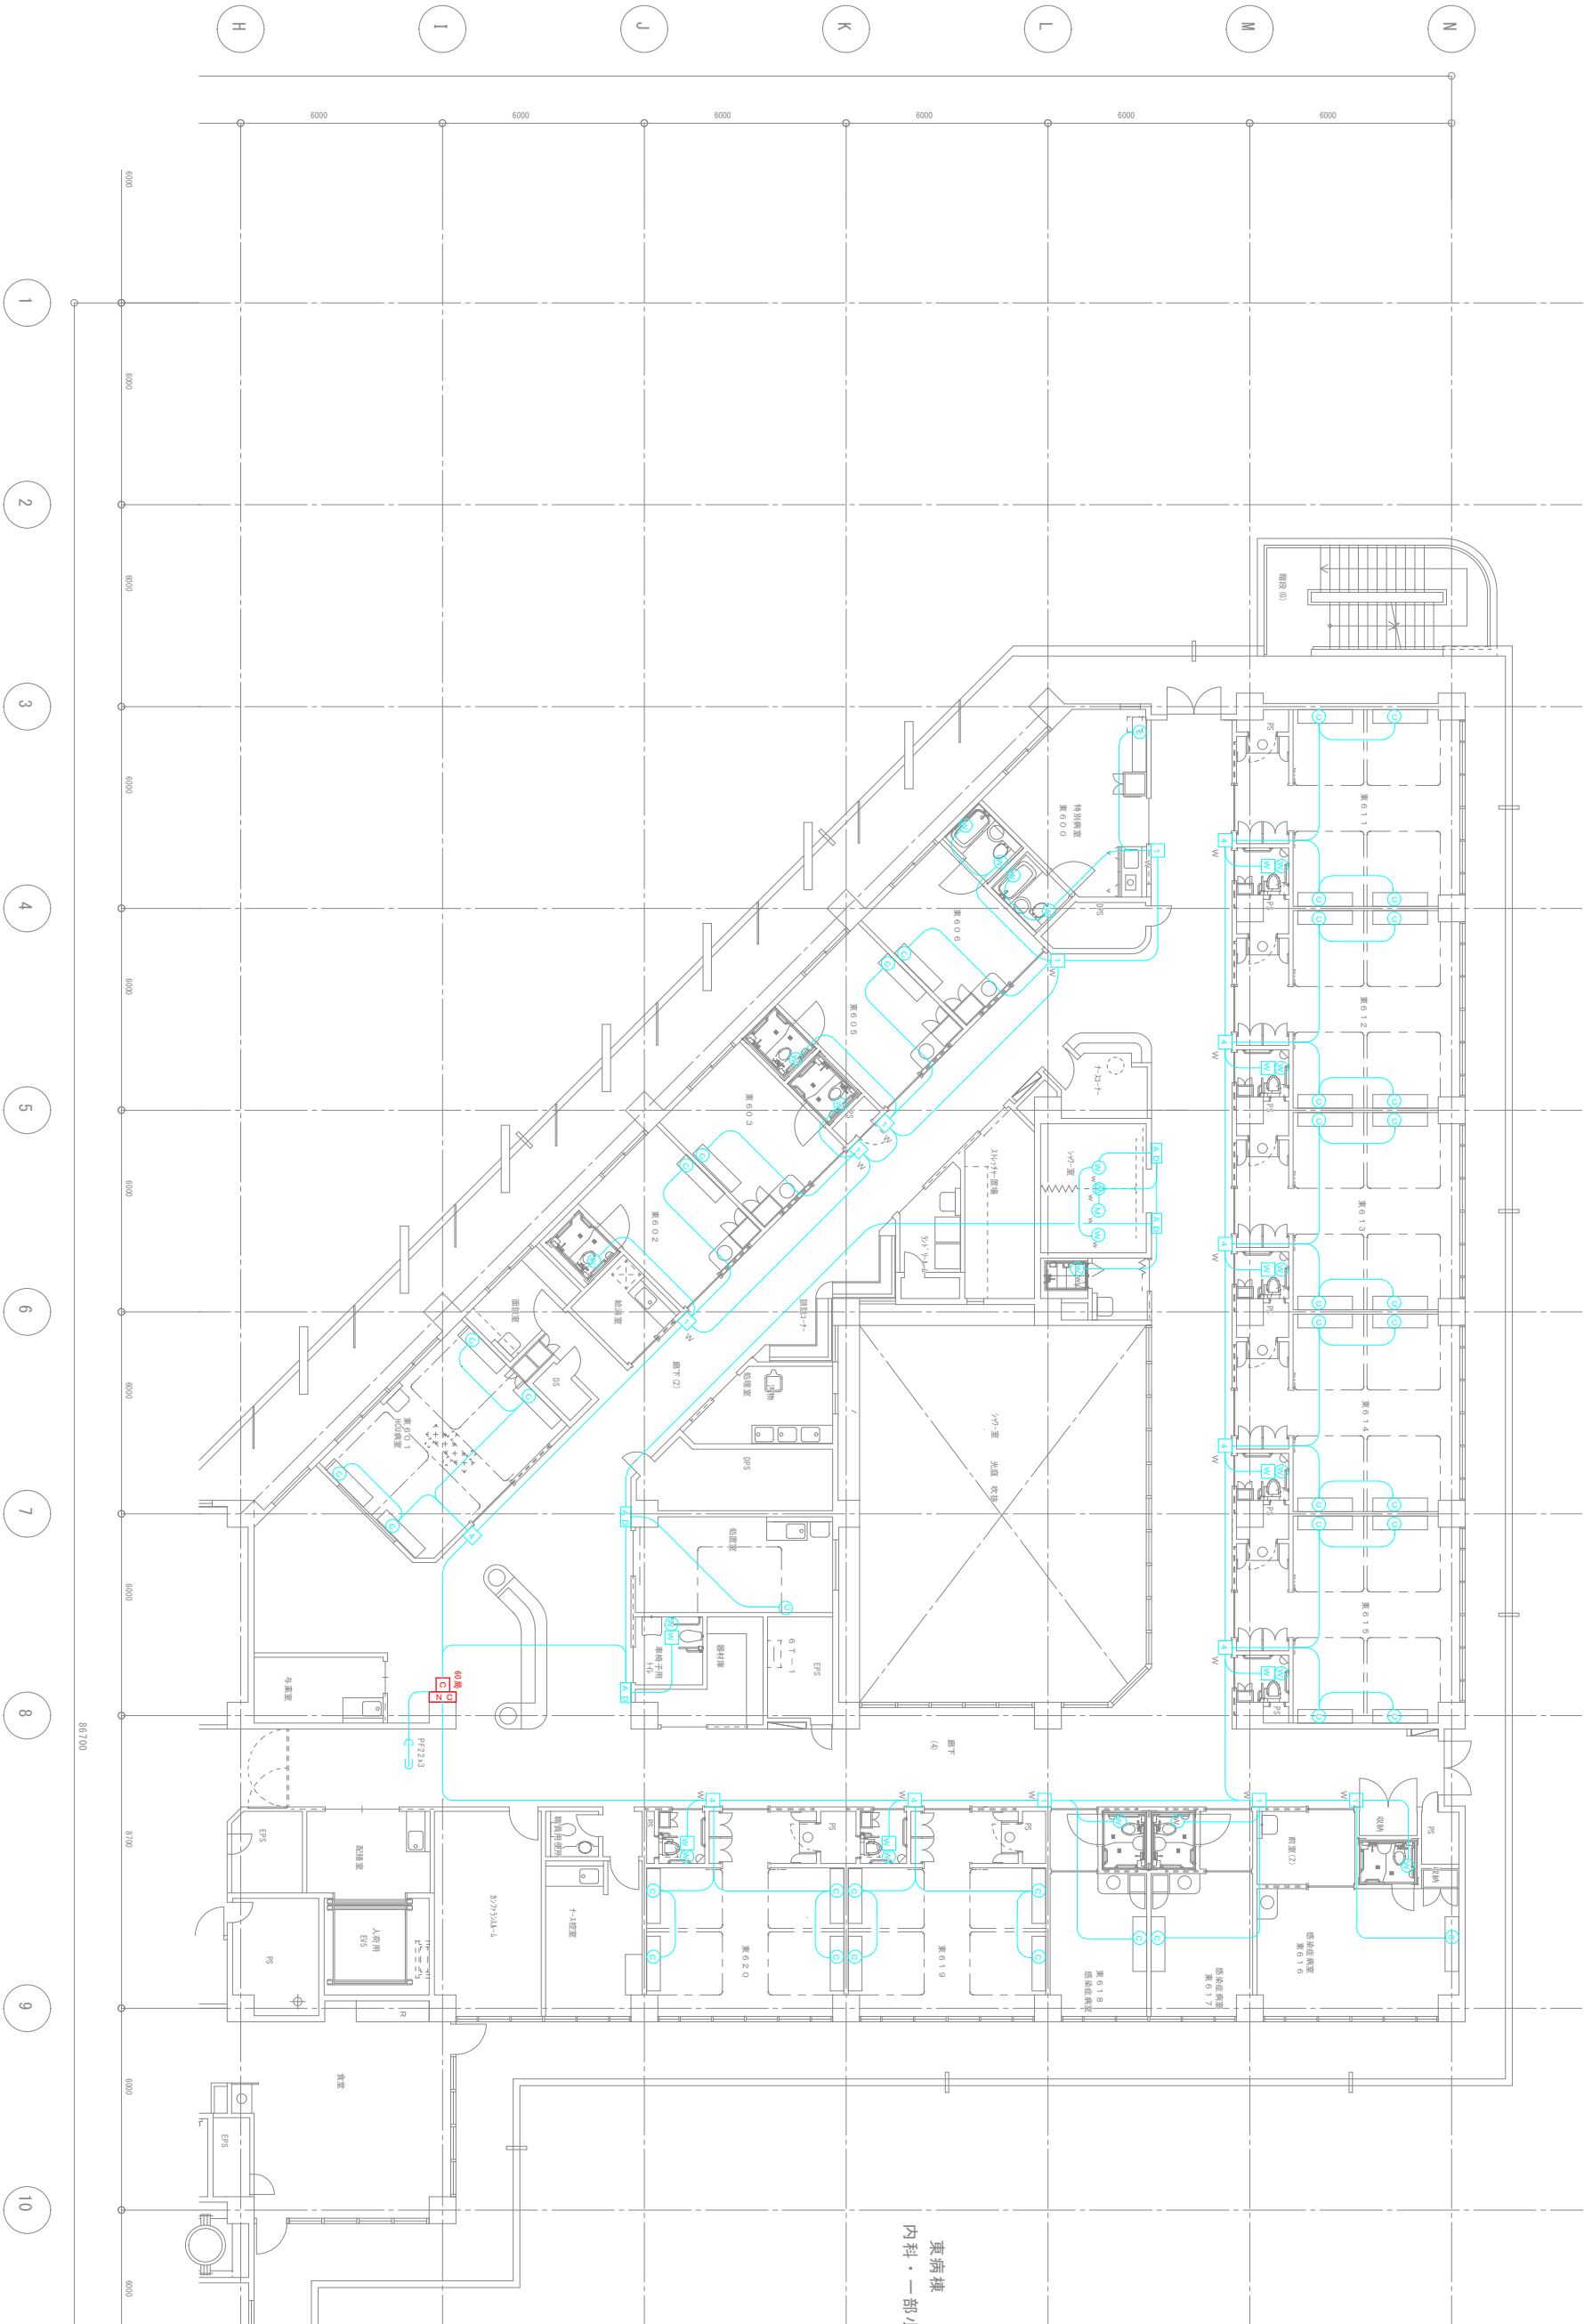
日付	2020. 05. 25	工事名称	県立中部病院本館 ナースコール取替修繕工事	縮尺	1/100
作図	施設管理技士 宮平	図面名称	5階東平面図	図面番号	E-16

日付	工事名称	縮尺
2020.05.25	県立中部病院本館 ナースコール取替修繕工事	1/100
作図	図面名称	図面番号
施設管理技士 宮平	5階西平面図	E-17

1/100

図面番号 E-17







西病棟
小児科（41床）